







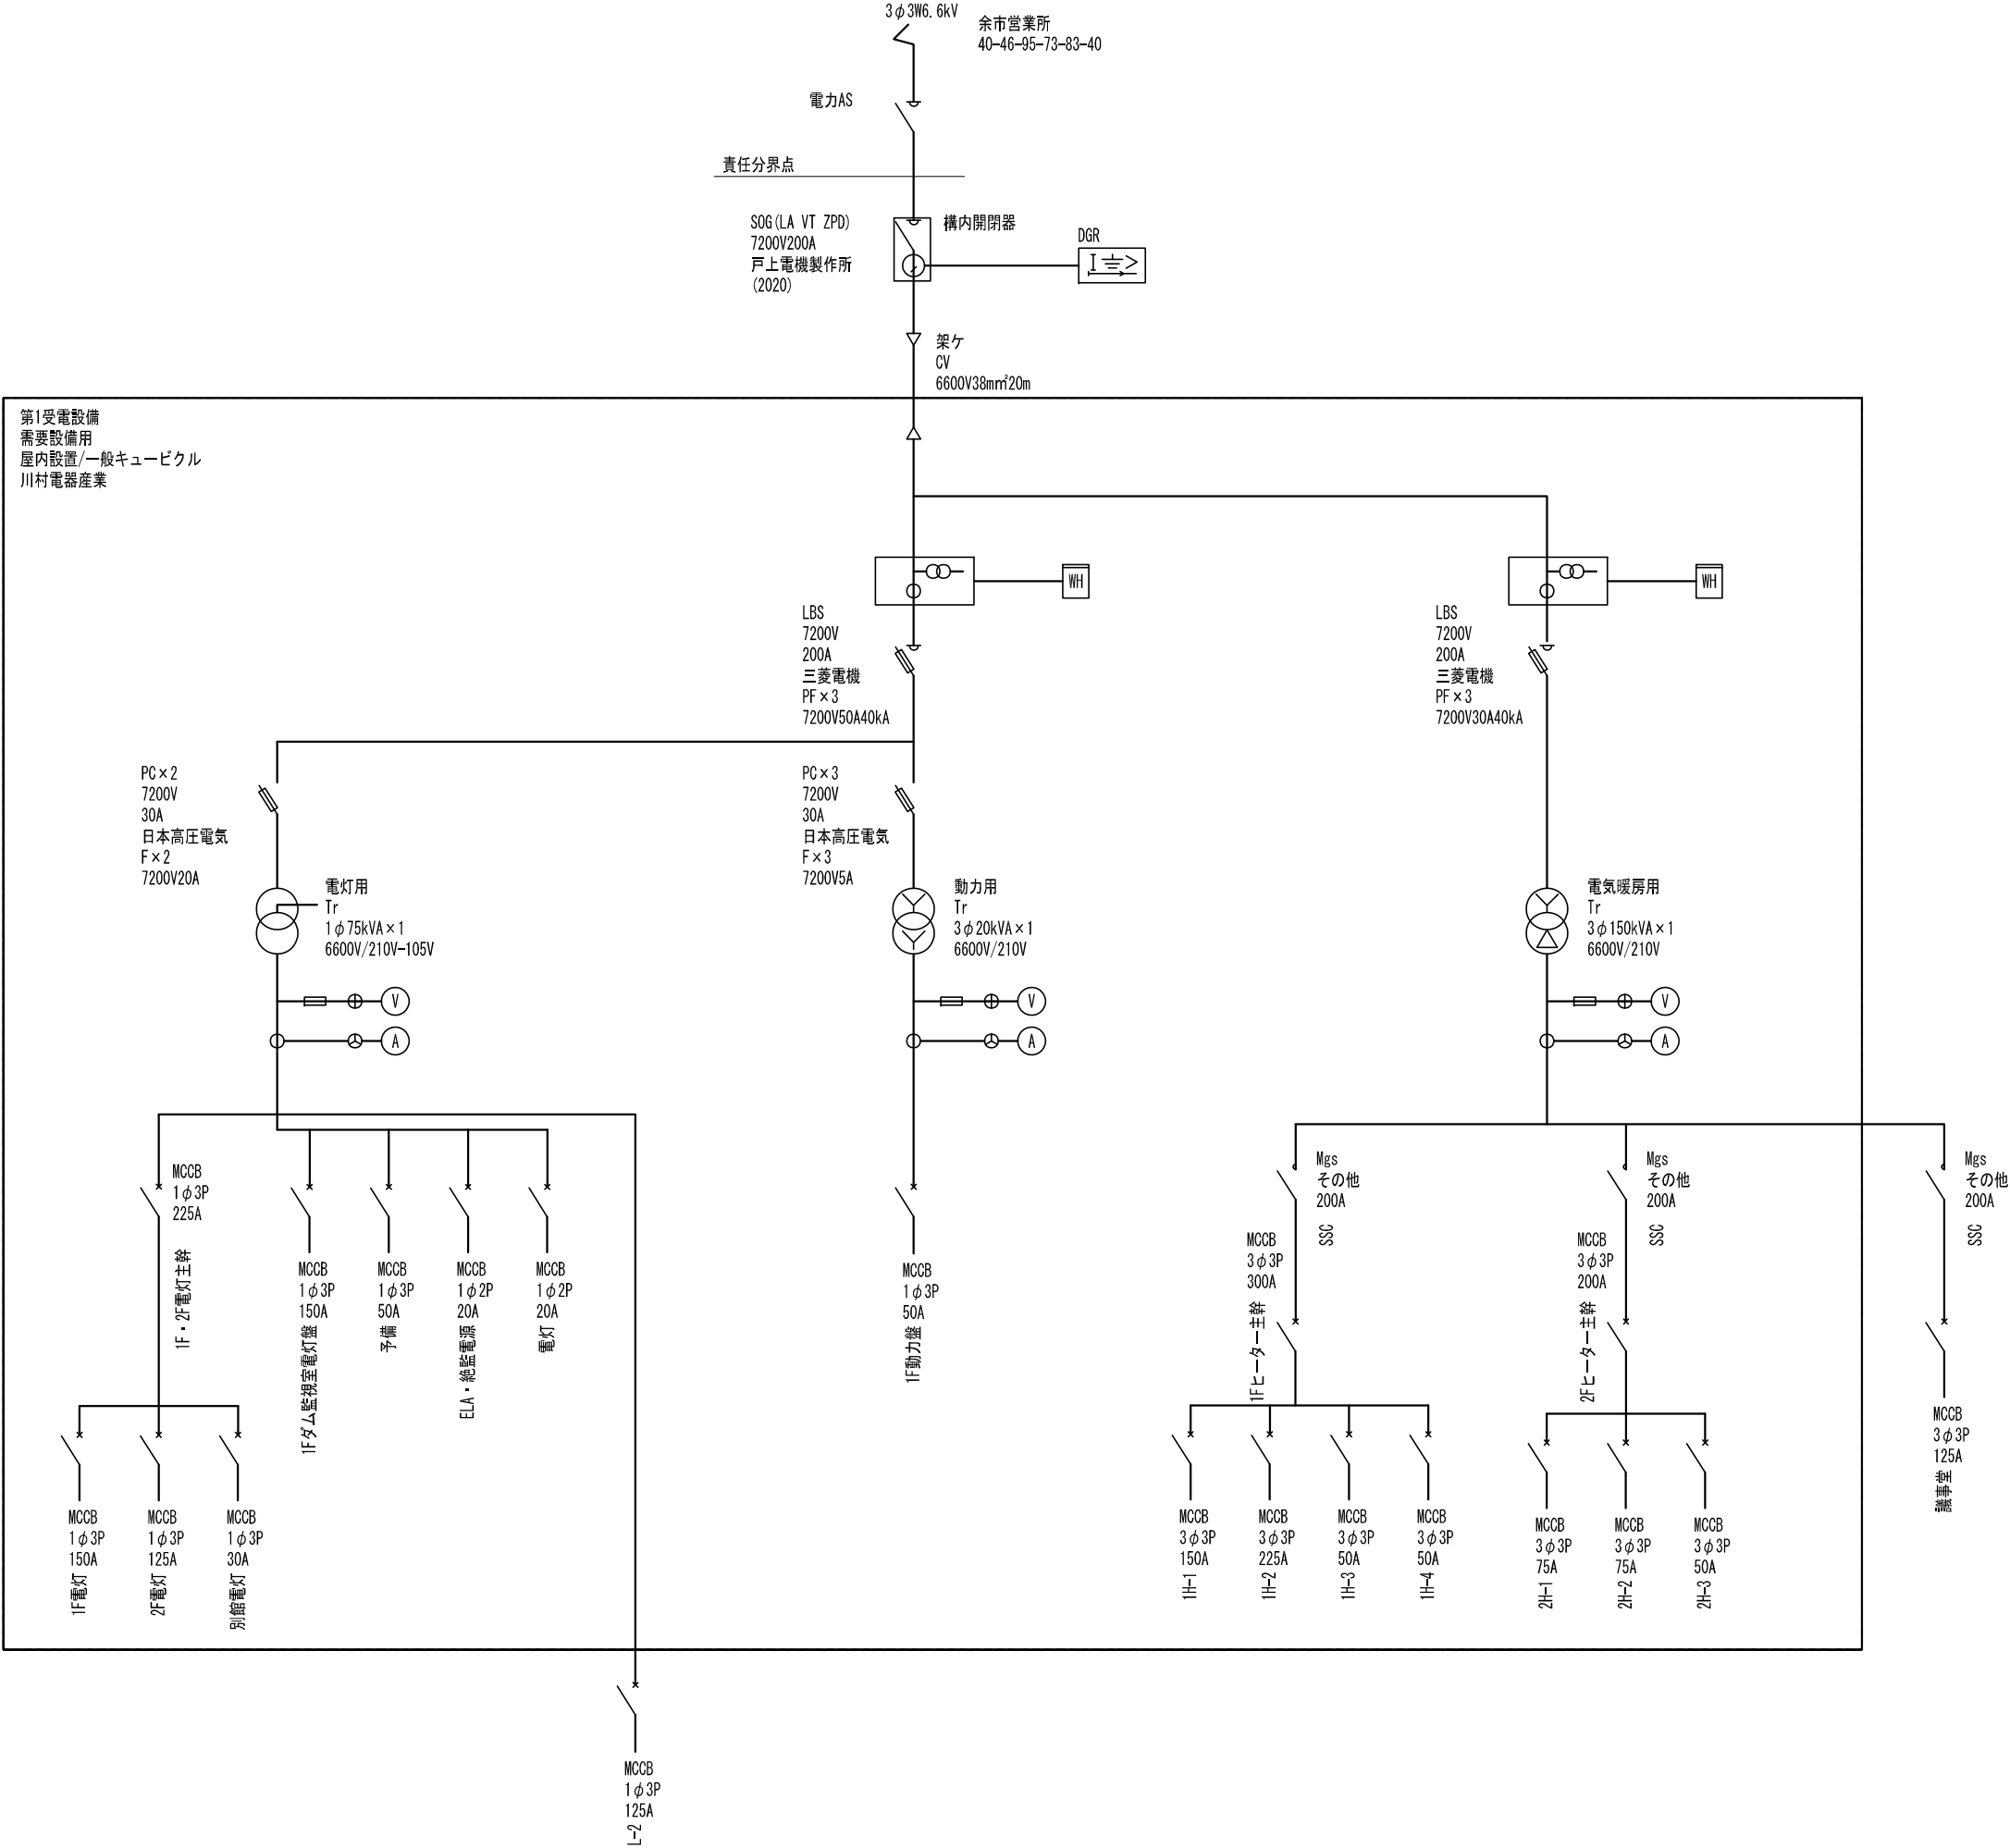








日付	設計	株式会社URリンケージ	株式会社YAP一級建築士事務所	設計段階	工事名	図面名称	縮尺	図面番号
2024.03.17	URリンケージ・YAP共同企業体	一級建築士事務所 東京都知事登録 第27596号 金森 裕 / 一級建築士 第290239号	一級建築士事務所 大阪府知事登録 (ロ) 第25730号 山口 陽登 / 一級建築士 第332642号	実施設計	赤井川村「ゼロカーボンビレッジAKAIGAWA」推進戦略実現に関する設計等事業『太陽光発電・地中熱利用による役場庁舎等のエネルギー構造高度化システム詳細設計業務』のうち電気設備工事	受変電設備 単線結線図 (撤去参考図)	A1:N. S A3:N. S	(撤去) E-01

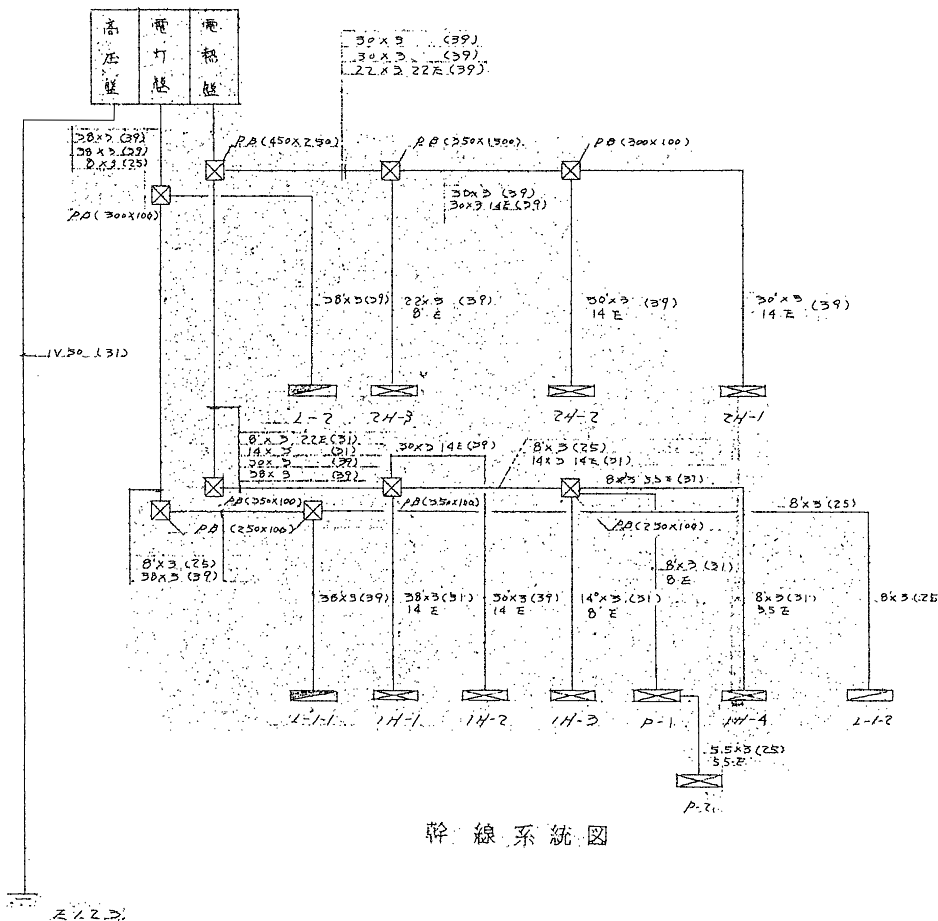


幹線系統図

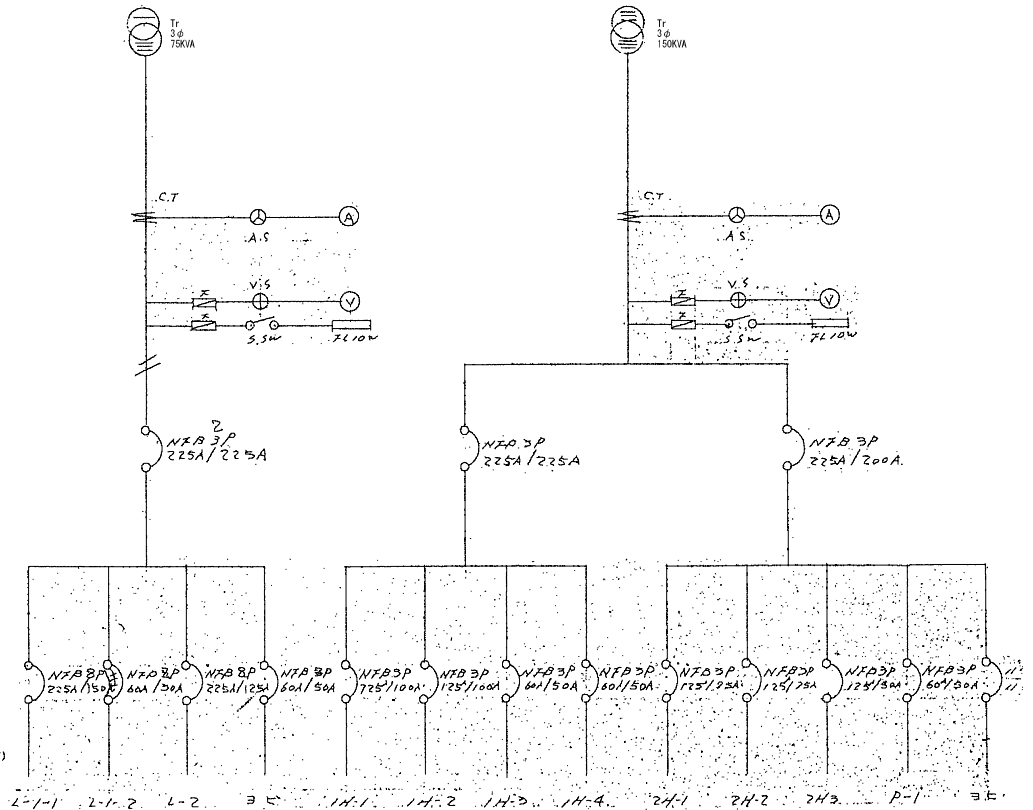

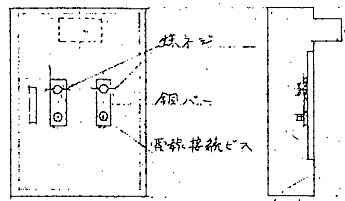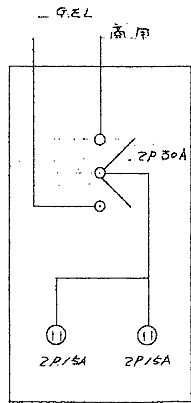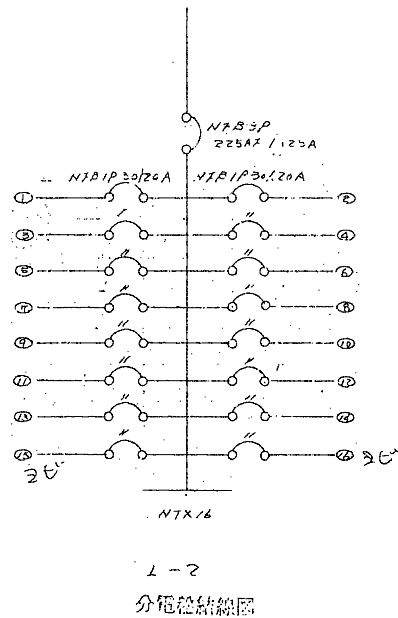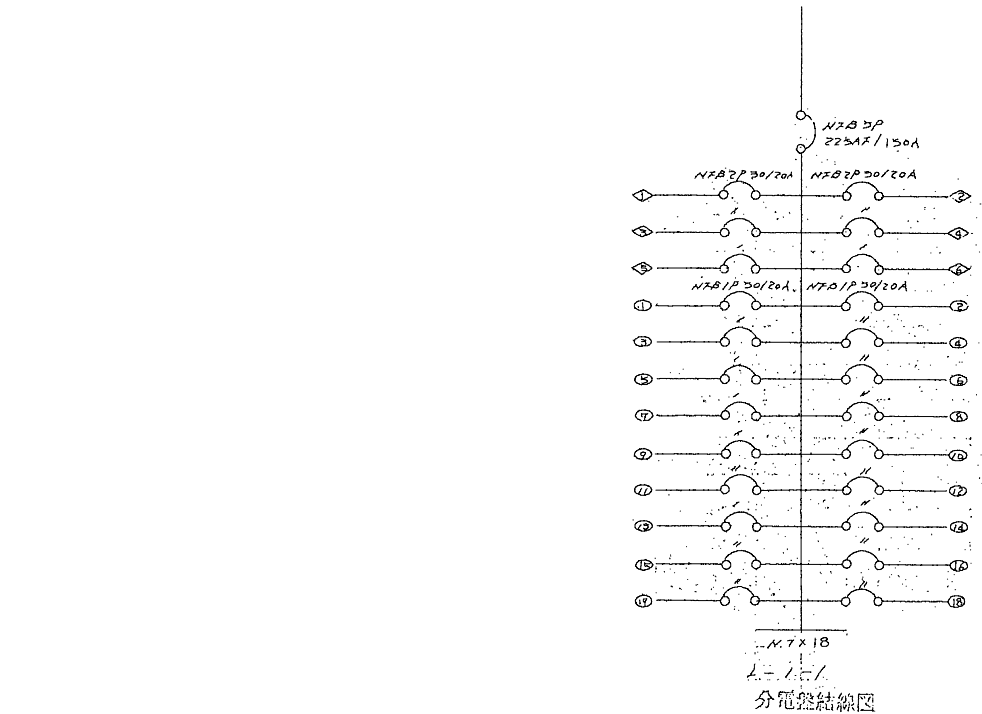

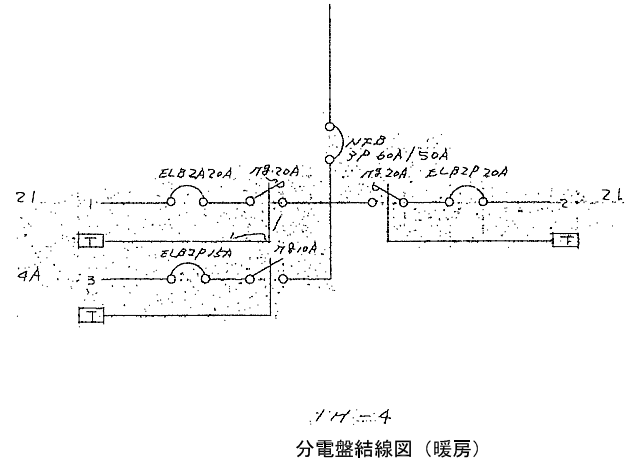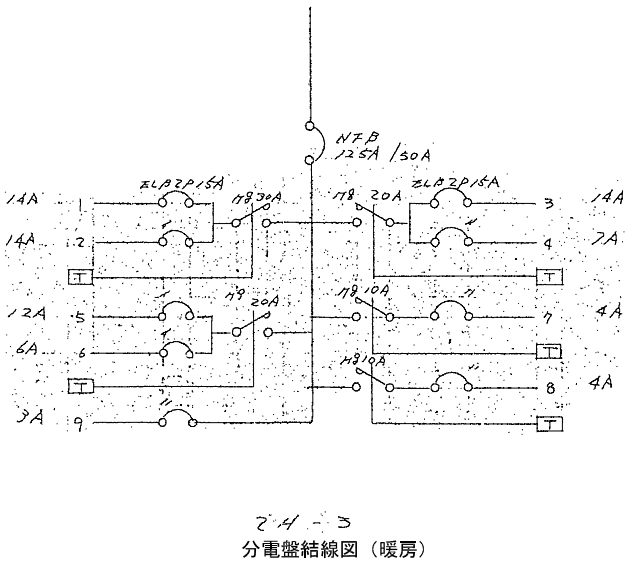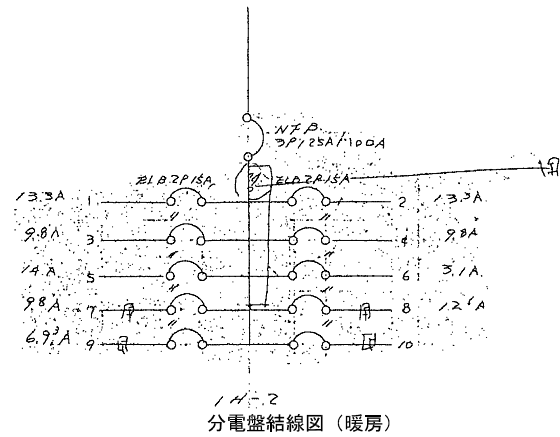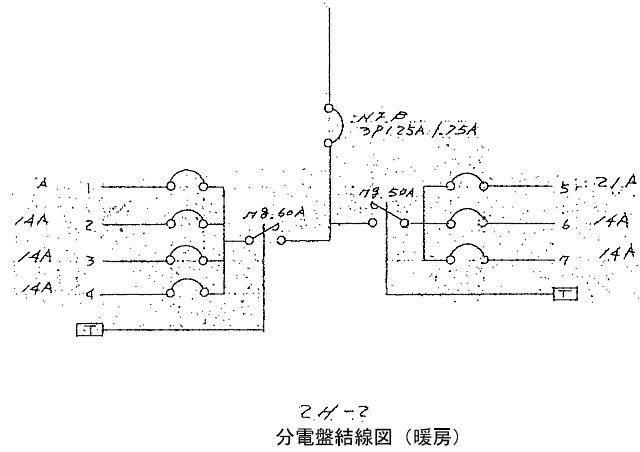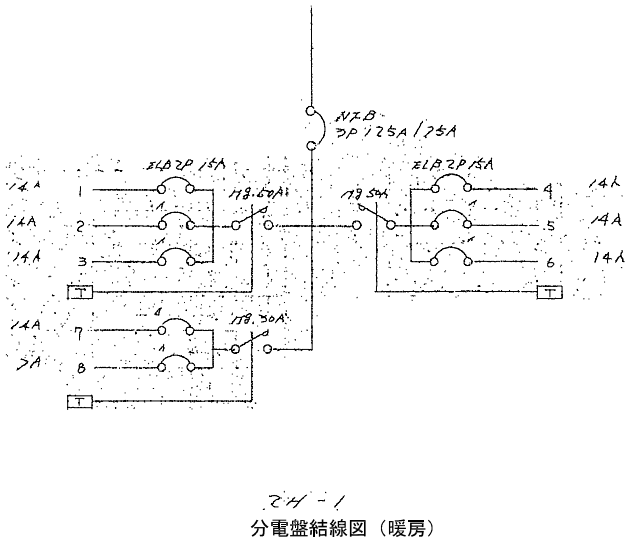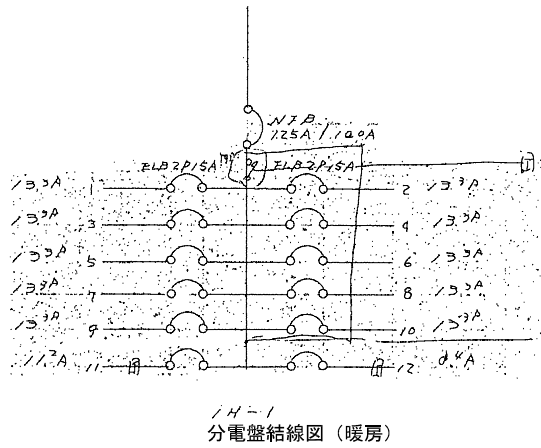


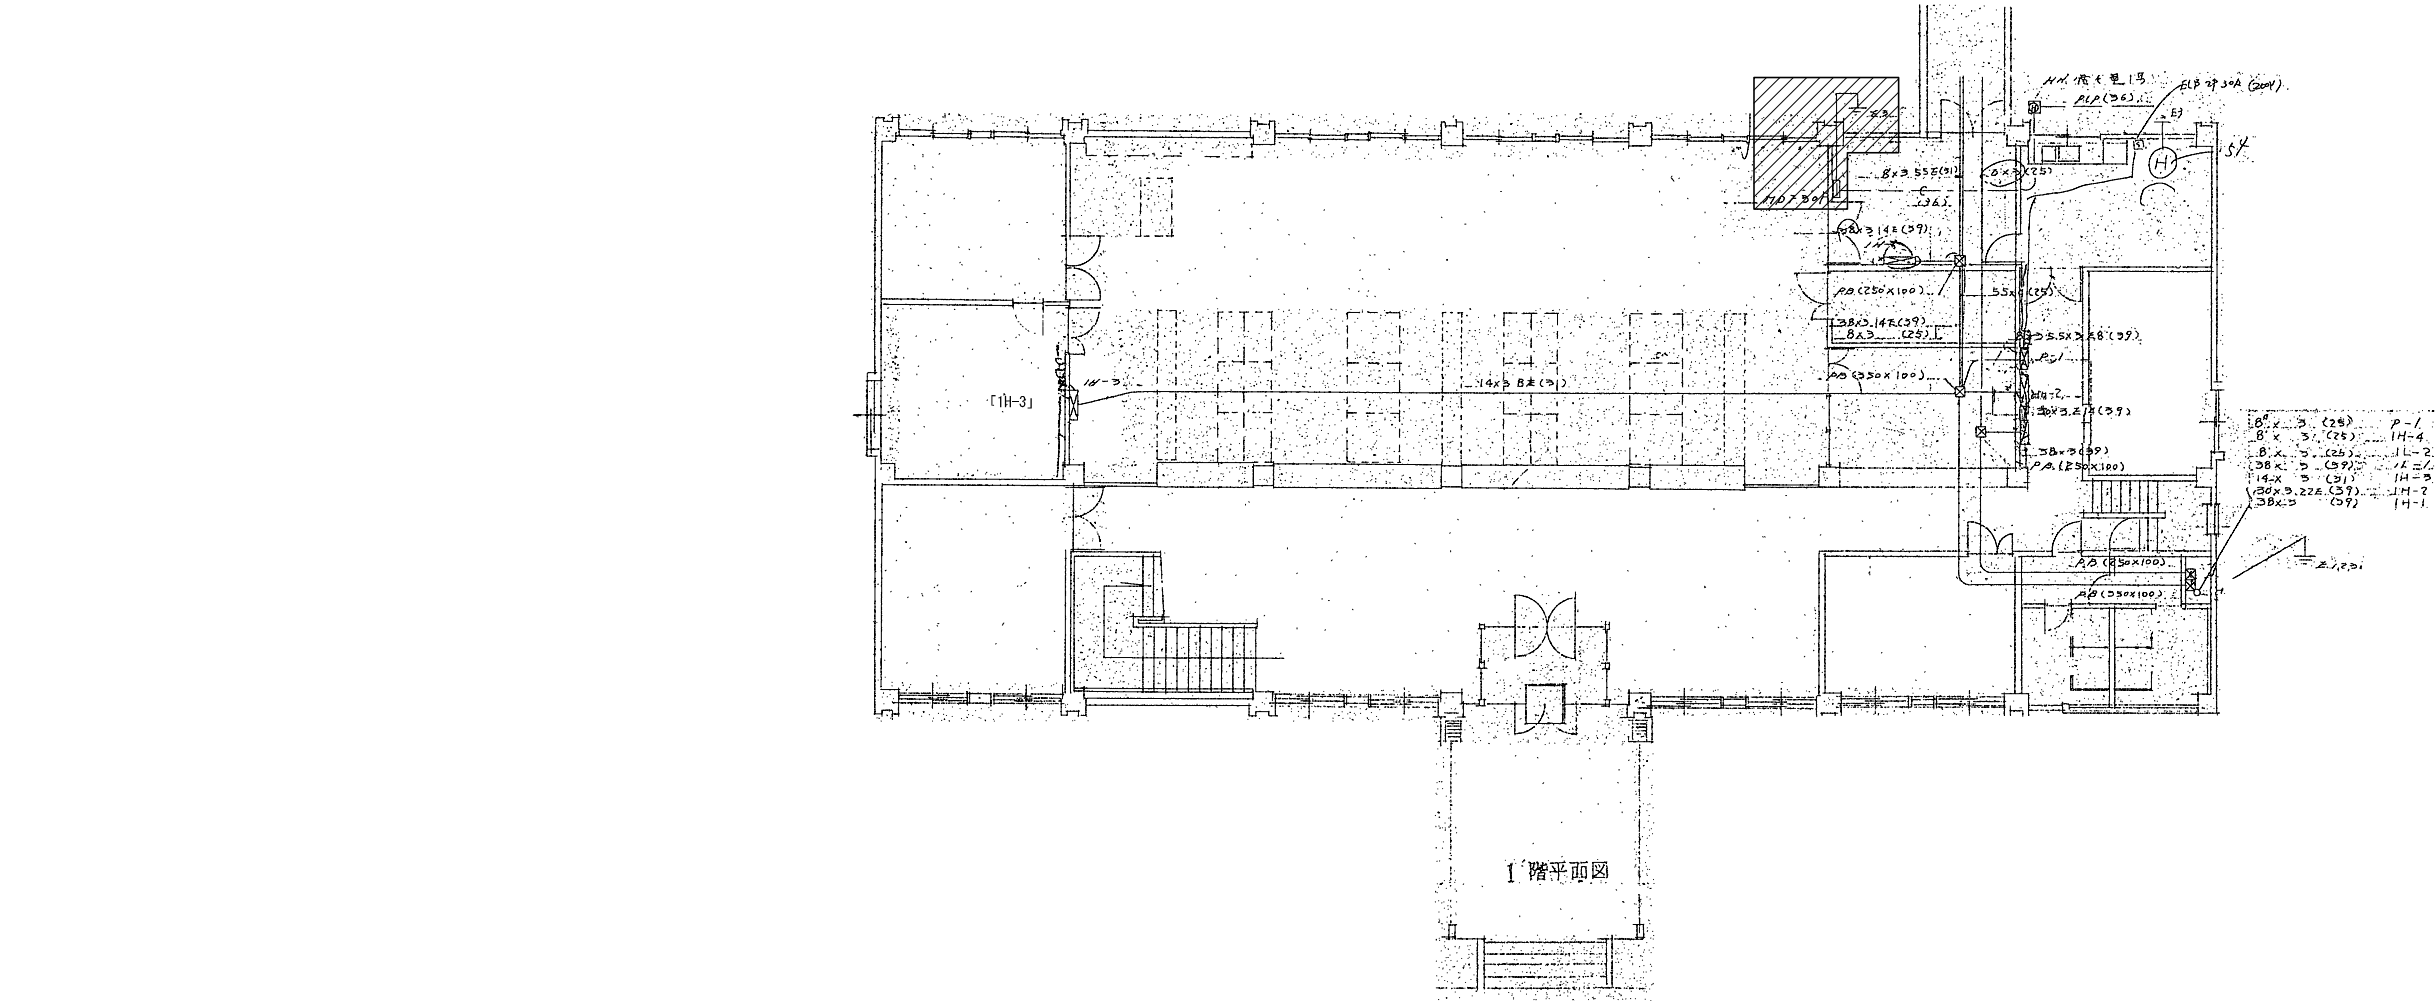

【注 記】
※1：撤去図は参考とし現地状況において機器、配線等を撤去する。
※2： 及び壁・床打ち込み配管は残置とする。



日付	設計	株式会社URリンケージ	株式会社YAP一級建築士事務所	設計段階	工事名	図面名称	縮尺	図面番号
2024.03.17	URリンケージ・YAP共同企業体	一級建築士事務所 東京都知事登録 第27596号 金森 裕 / 一級建築士 第290239号	一級建築士事務所 大阪府知事登録 (ロ) 第25730号 山口 陽登 / 一級建築士 第332642号	実施設計	赤井川村「ゼロカーボンビレッジAKAIGAWA」推進戦略実現に関する 設計等事業『太陽光発電・地中熱利用による役場庁舎等の エネルギー構造高度化システム詳細設計業務』のうち電気設備工事	幹線設備 1階平面図 (撤去参考図)	A1:1/100 A3:1/200	(撤去) E-05

日付	設計	株式会社URリネージュ	株式会社YAP一級建築士事務所	設計段階	工事名	図面名称	縮尺	図面番号
2024.03.17	URリネージュ・YAP共同企業体	一級建築士事務所 東京都知事登録 第27596号 金森 悠 / 一級建築士 第290239号	一級建築士事務所 大阪府知事登録 (口) 第25730号 山口 陽希 / 一級建築士 第332642号	実施設計	赤井川村「ゼロカーボンビレッジAKAIGAWA」推進戦略実現に関する 設計等事業『太陽光発電・地中熱利用による役場庁舎等の エネルギー構造高度化システム詳細設計業務』のうち電気設備工事	幹線設備 2階平面図 (撤去参考図)	A1:1/100 A3:1/200	(撤去) E-06

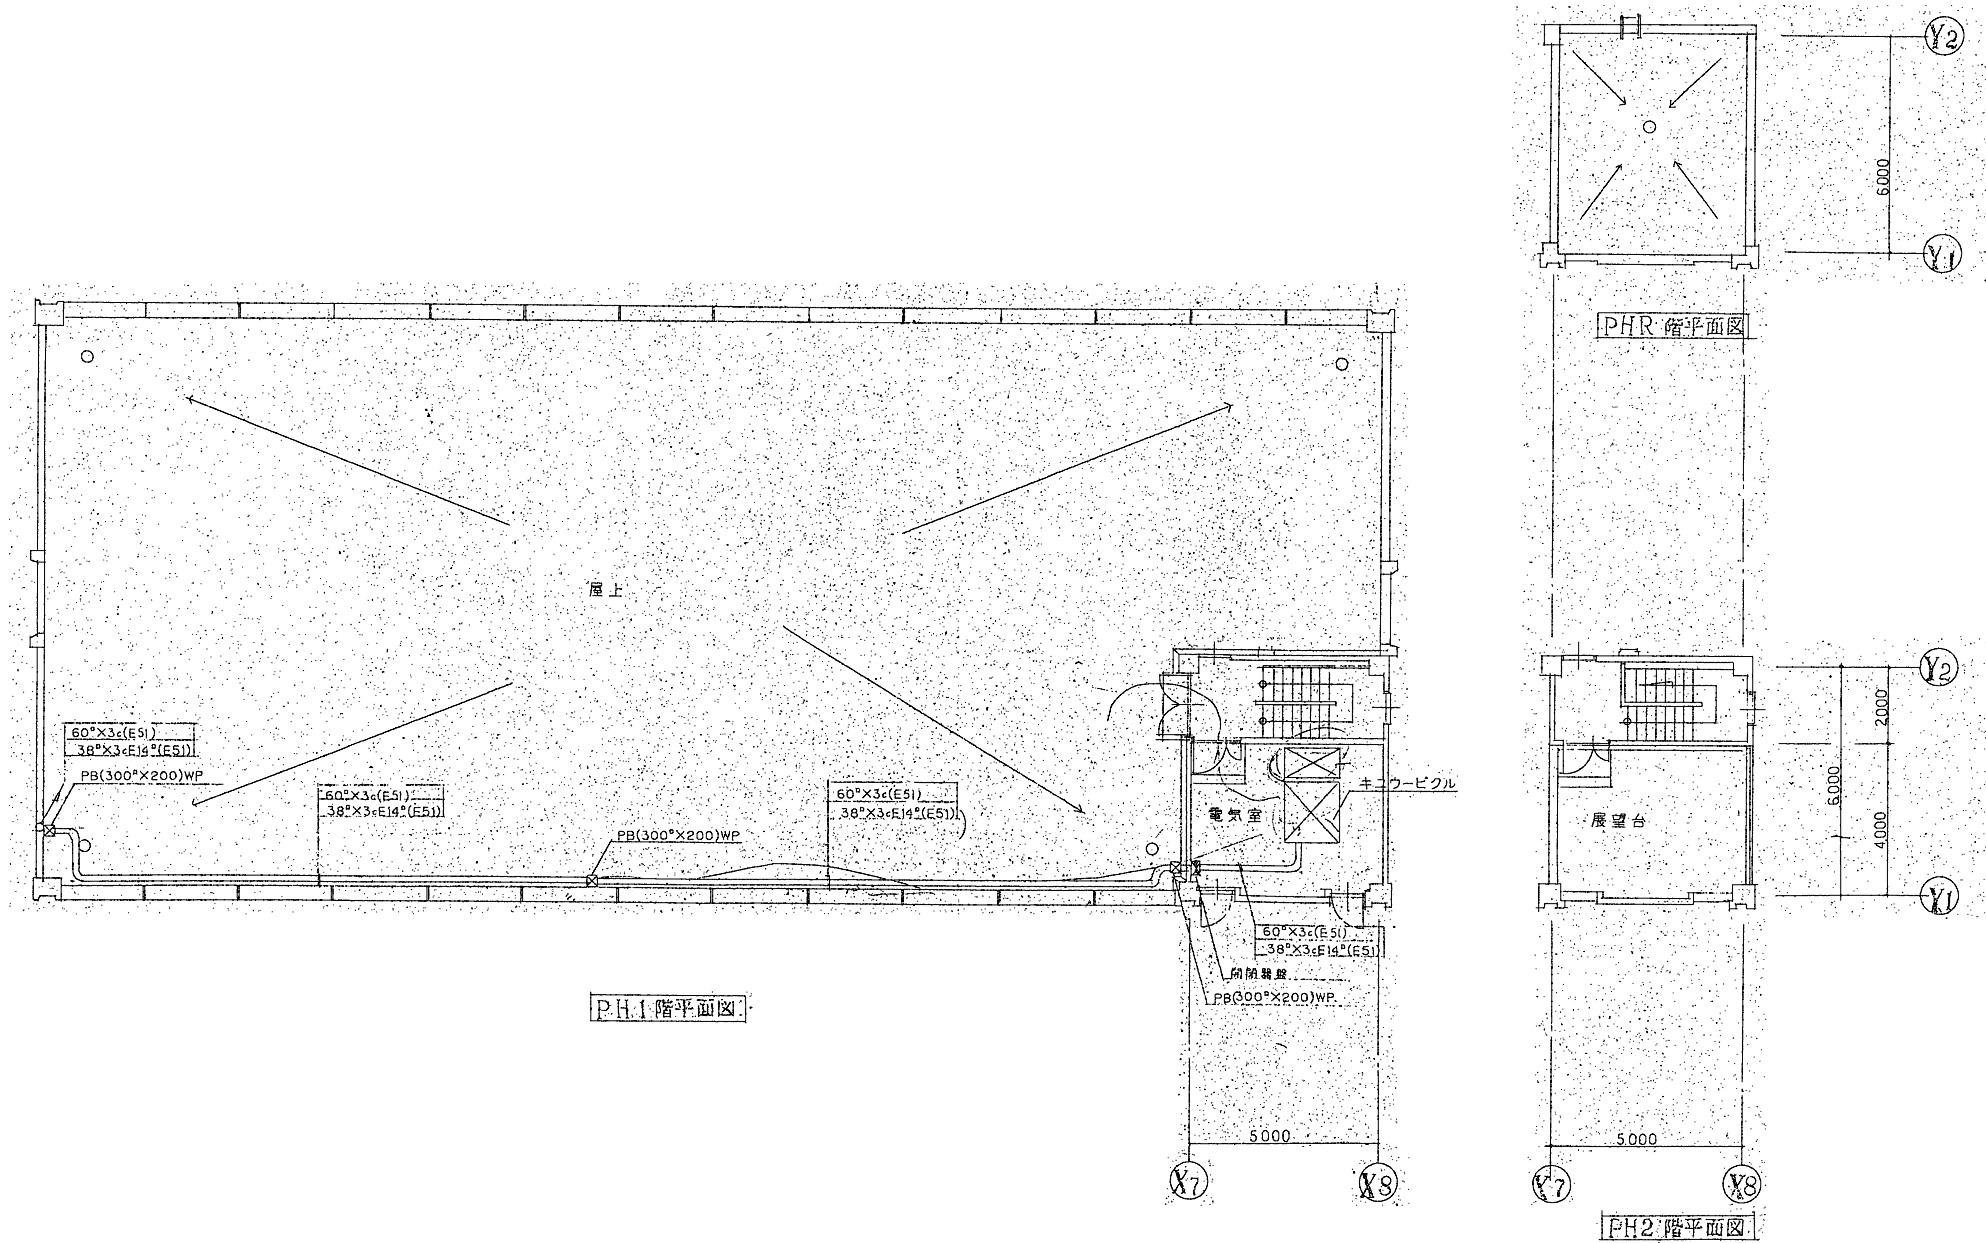


【注 記】
※1：撤去図は参考とし現地状況において機器、配線等を撤去する。
※2：及び壁・床打ち込み配管は残置とする。

日付	設計	株式会社URリンケージ	株式会社YAP一級建築士事務所	設計段階	工事名	図面名称	縮尺	図面番号
2024.03.17	URリンケージ・YAP共同企業体	一級建築士事務所 東京都知事登録 第27596号 金森 裕 / 一級建築士 第290239号	一級建築士事務所 大阪府知事登録 (ロ) 第25730号 山口 陽登 / 一級建築士 第332642号	実施設計	赤井川村「ゼロカーボンビレッジAKAIGAWA」推進戦略実現に関する設計等事業『太陽光発電・地中熱利用による役場庁舎等のエネルギー構造高度化システム詳細設計業務』のうち電気設備工事	幹線設備 R階平面図 (撤去参考図)	A1:1/100 A3:1/200	(撤去) E-07

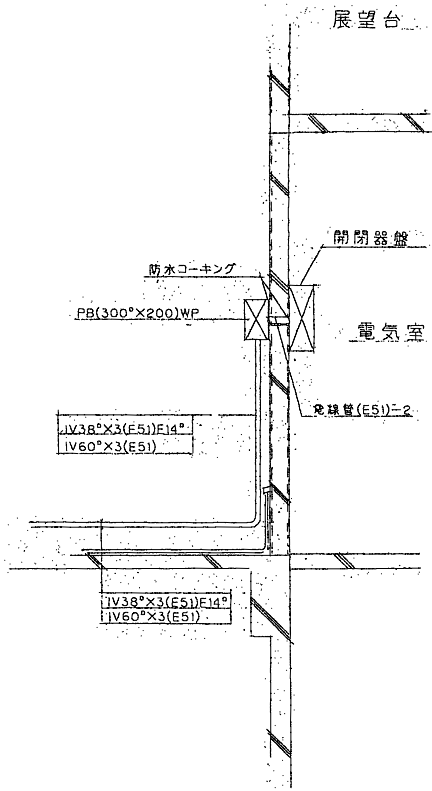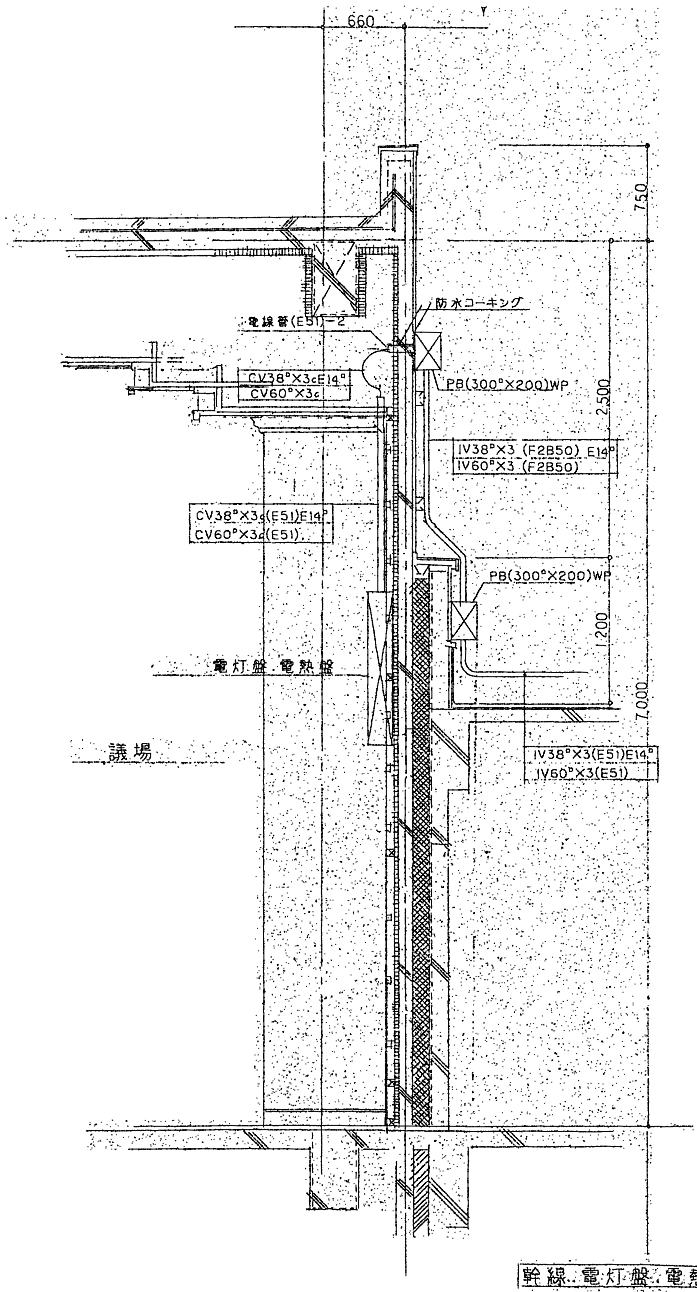


【注 記】
※1：撤去図は参考とし現地状況において機器、配線等を撤去する。

日付	設計	株式会社URリンケージ	株式会社YAP一級建築士事務所	設計段階	工事名	図面名称	縮尺	図面番号
2024.03.17	URリンケージ・YAP共同企業体	一級建築士事務所 東京都知事登録 第27596号 金森 裕 / 一級建築士 第290239号	一級建築士事務所 大阪府知事登録 (ロ) 第25730号 山口 陽登 / 一級建築士 第332642号	実施設計	赤井川村「ゼロカーボンビレッジAKAIGAWA」推進戦略実現に関する設計等事業『太陽光発電・地中熱利用による役場庁舎等のエネルギー構造高度化システム詳細設計業務』のうち電気設備工事	幹線設備 断面図 (撤去参考図)		(撤去) E-08

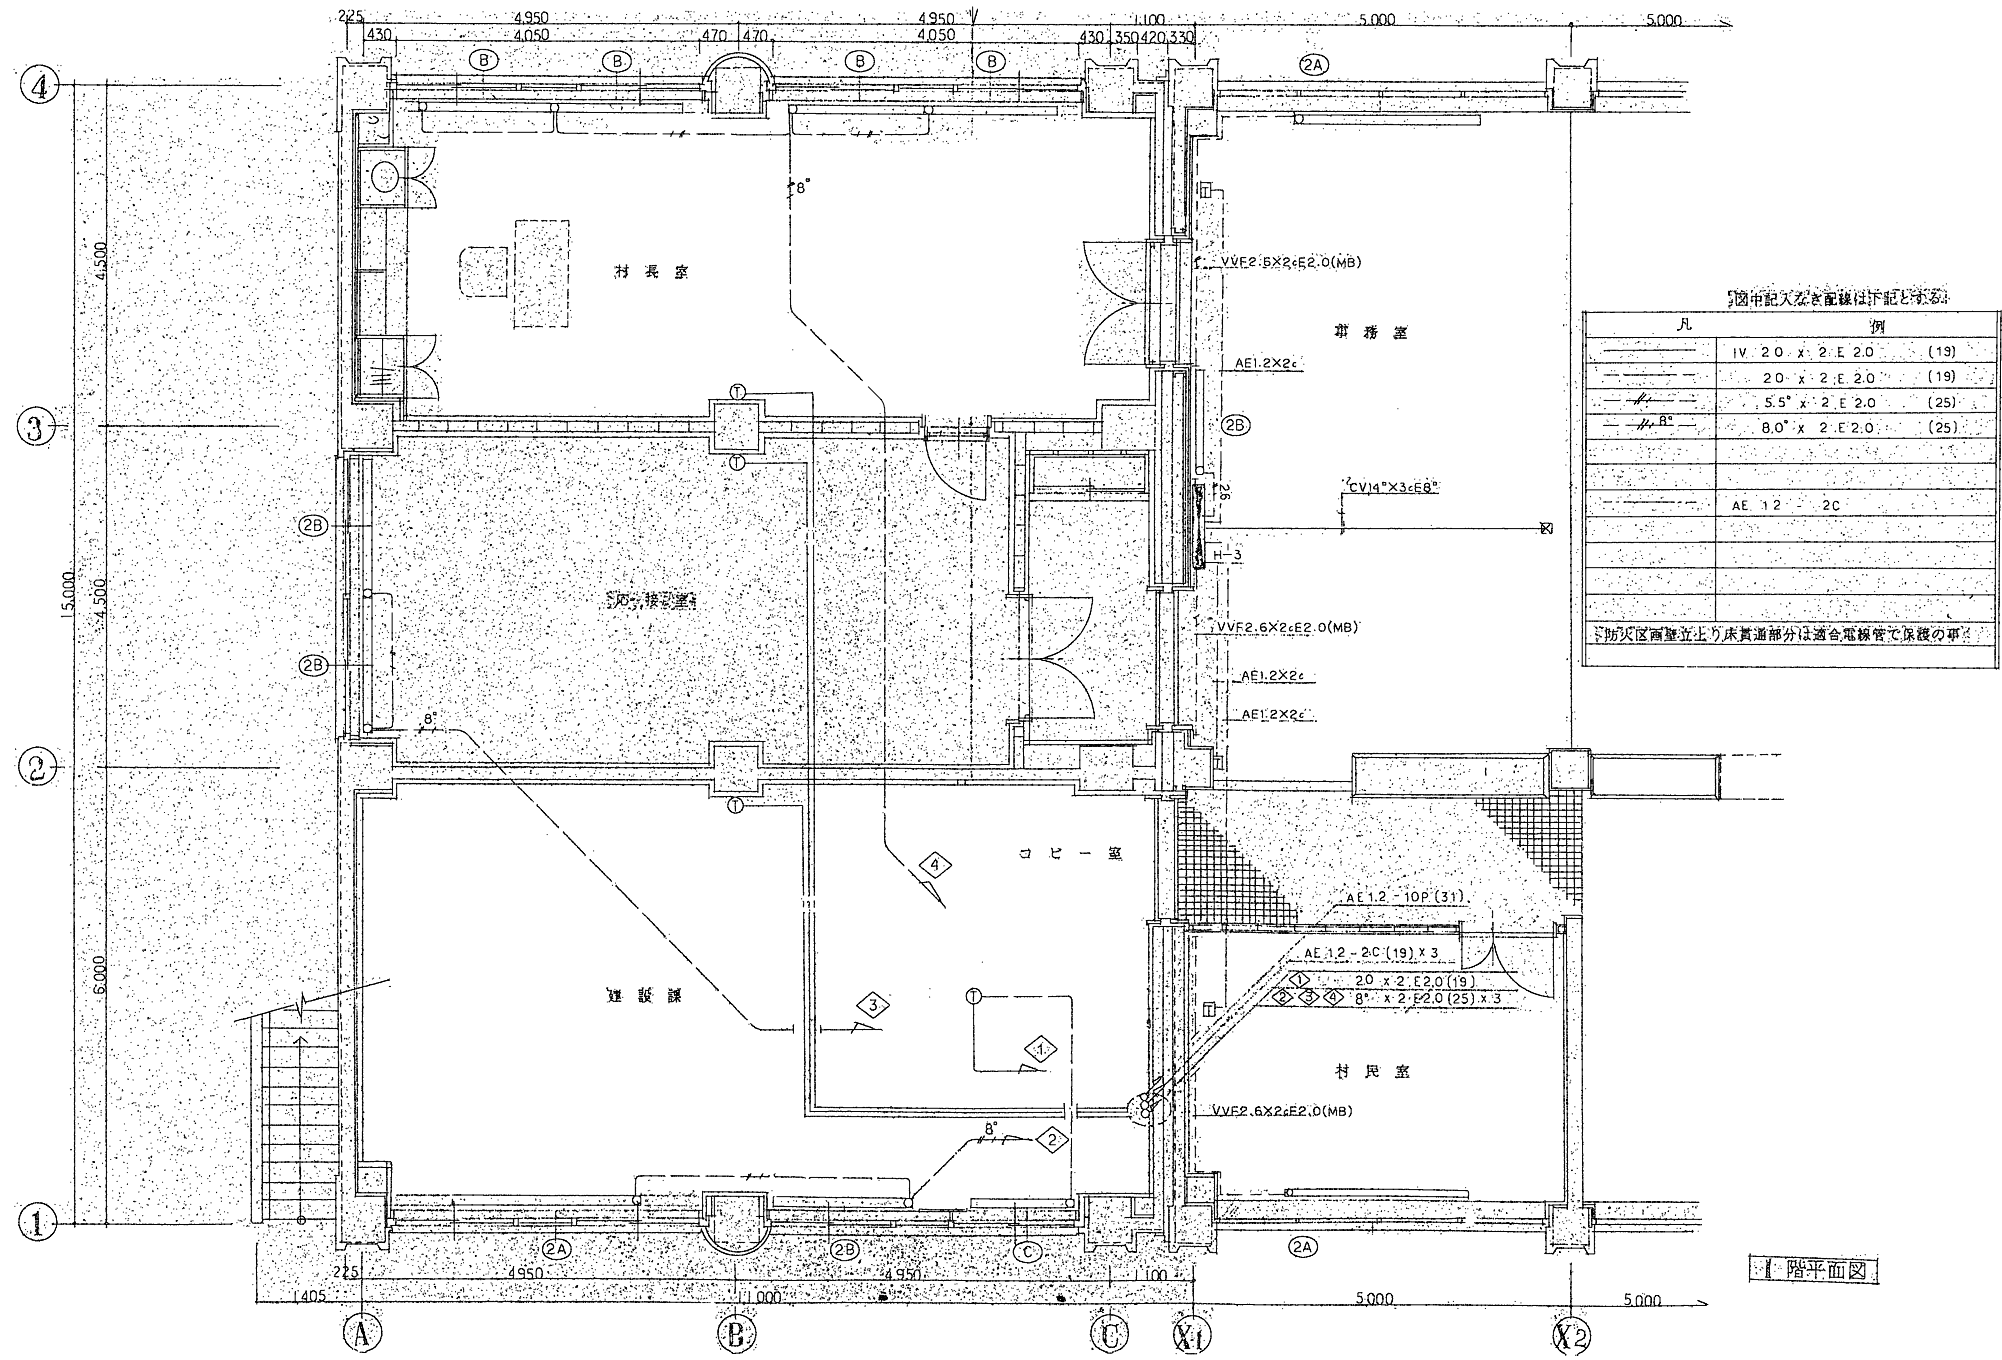



【注 記】
※1：撤去図は参考とし現地状況において機器、配線等を撤去する。
※2：及び壁・床打ち込み配管は残置とする。

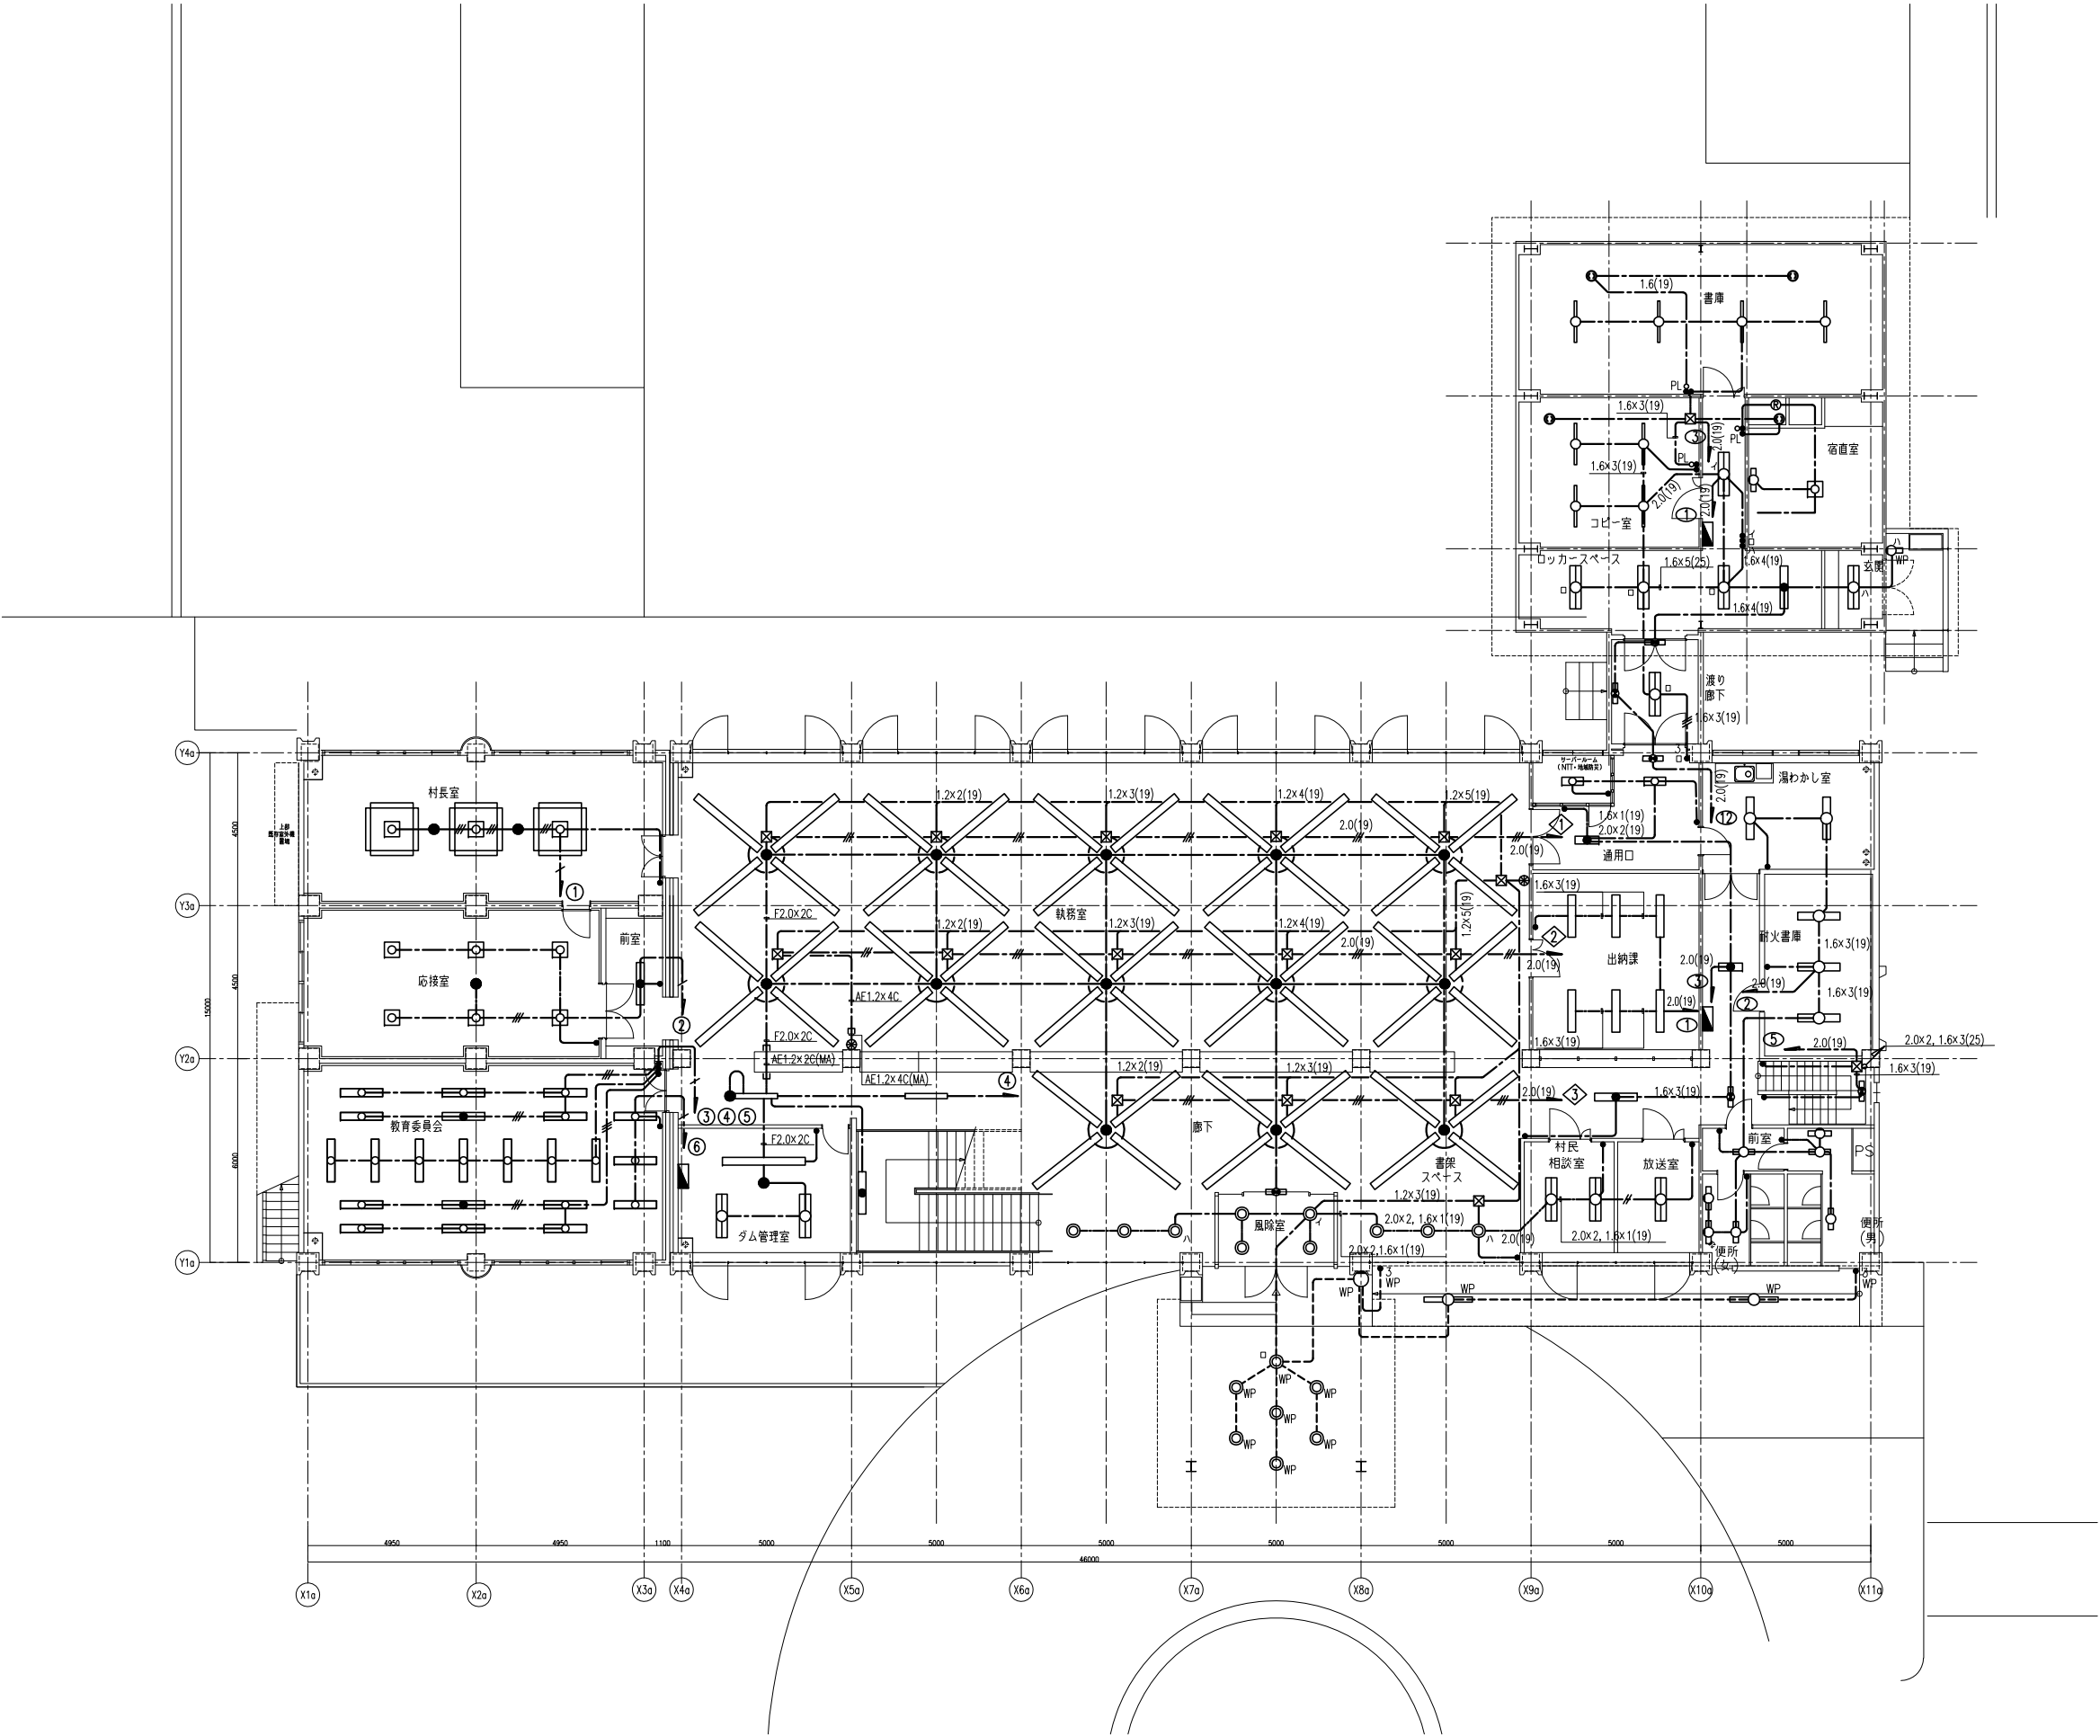

凡 例		
特記なき配管配線は下記による。		
	WF1.6 x 2C	天井内コロガシ
	WF1.6 x 3C	天井内コロガシ
	WF1.6 x 2C-2	天井内コロガシ
	WF2.0 x 2C	天井内コロガシ
	W2.0 x 3C	天井内コロガシ
	WF2.0 x 2C-2	天井内コロガシ
※ 照明器具は取り外し後、再使用または監督員と保管場所を確認すること。		


【注 記】
※1：撤去図は参考とし現地状況において機器、配線等を撤去する。
※2： 及び壁・床打ち込み配管は残置とする。

日付	設計	株式会社URリンケージ	株式会社YAP一級建築士事務所	設計段階	工事名	図面名称	縮尺	図面番号
2024. 03. 17	URリンケージ・YAP共同企業体	一級建築士事務所 東京都知事登録 第27596号 金森 稔 / 一級建築士 第290239号	一級建築士事務所 大阪府知事登録 (ロ) 第25730号 山口 陽彦 / 一級建築士 第332642号	実施設計	赤井川村「ゼロカーボンビレッジAKAIGAWA」推進戦略実現に関する 設計等事業『太陽光発電・地中熱利用による役場庁舎等の エネルギー構造高度化システム詳細設計業務』のうち電気設備工事	電灯設備 1階平面図 (撤去参考図)	A1:1/100 A3:1/200	(撤去) E-14

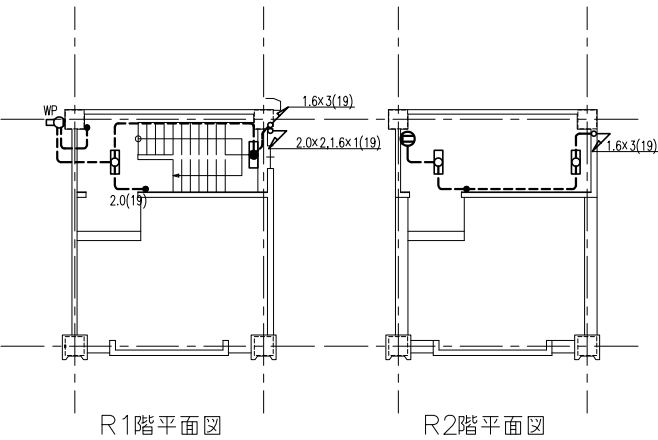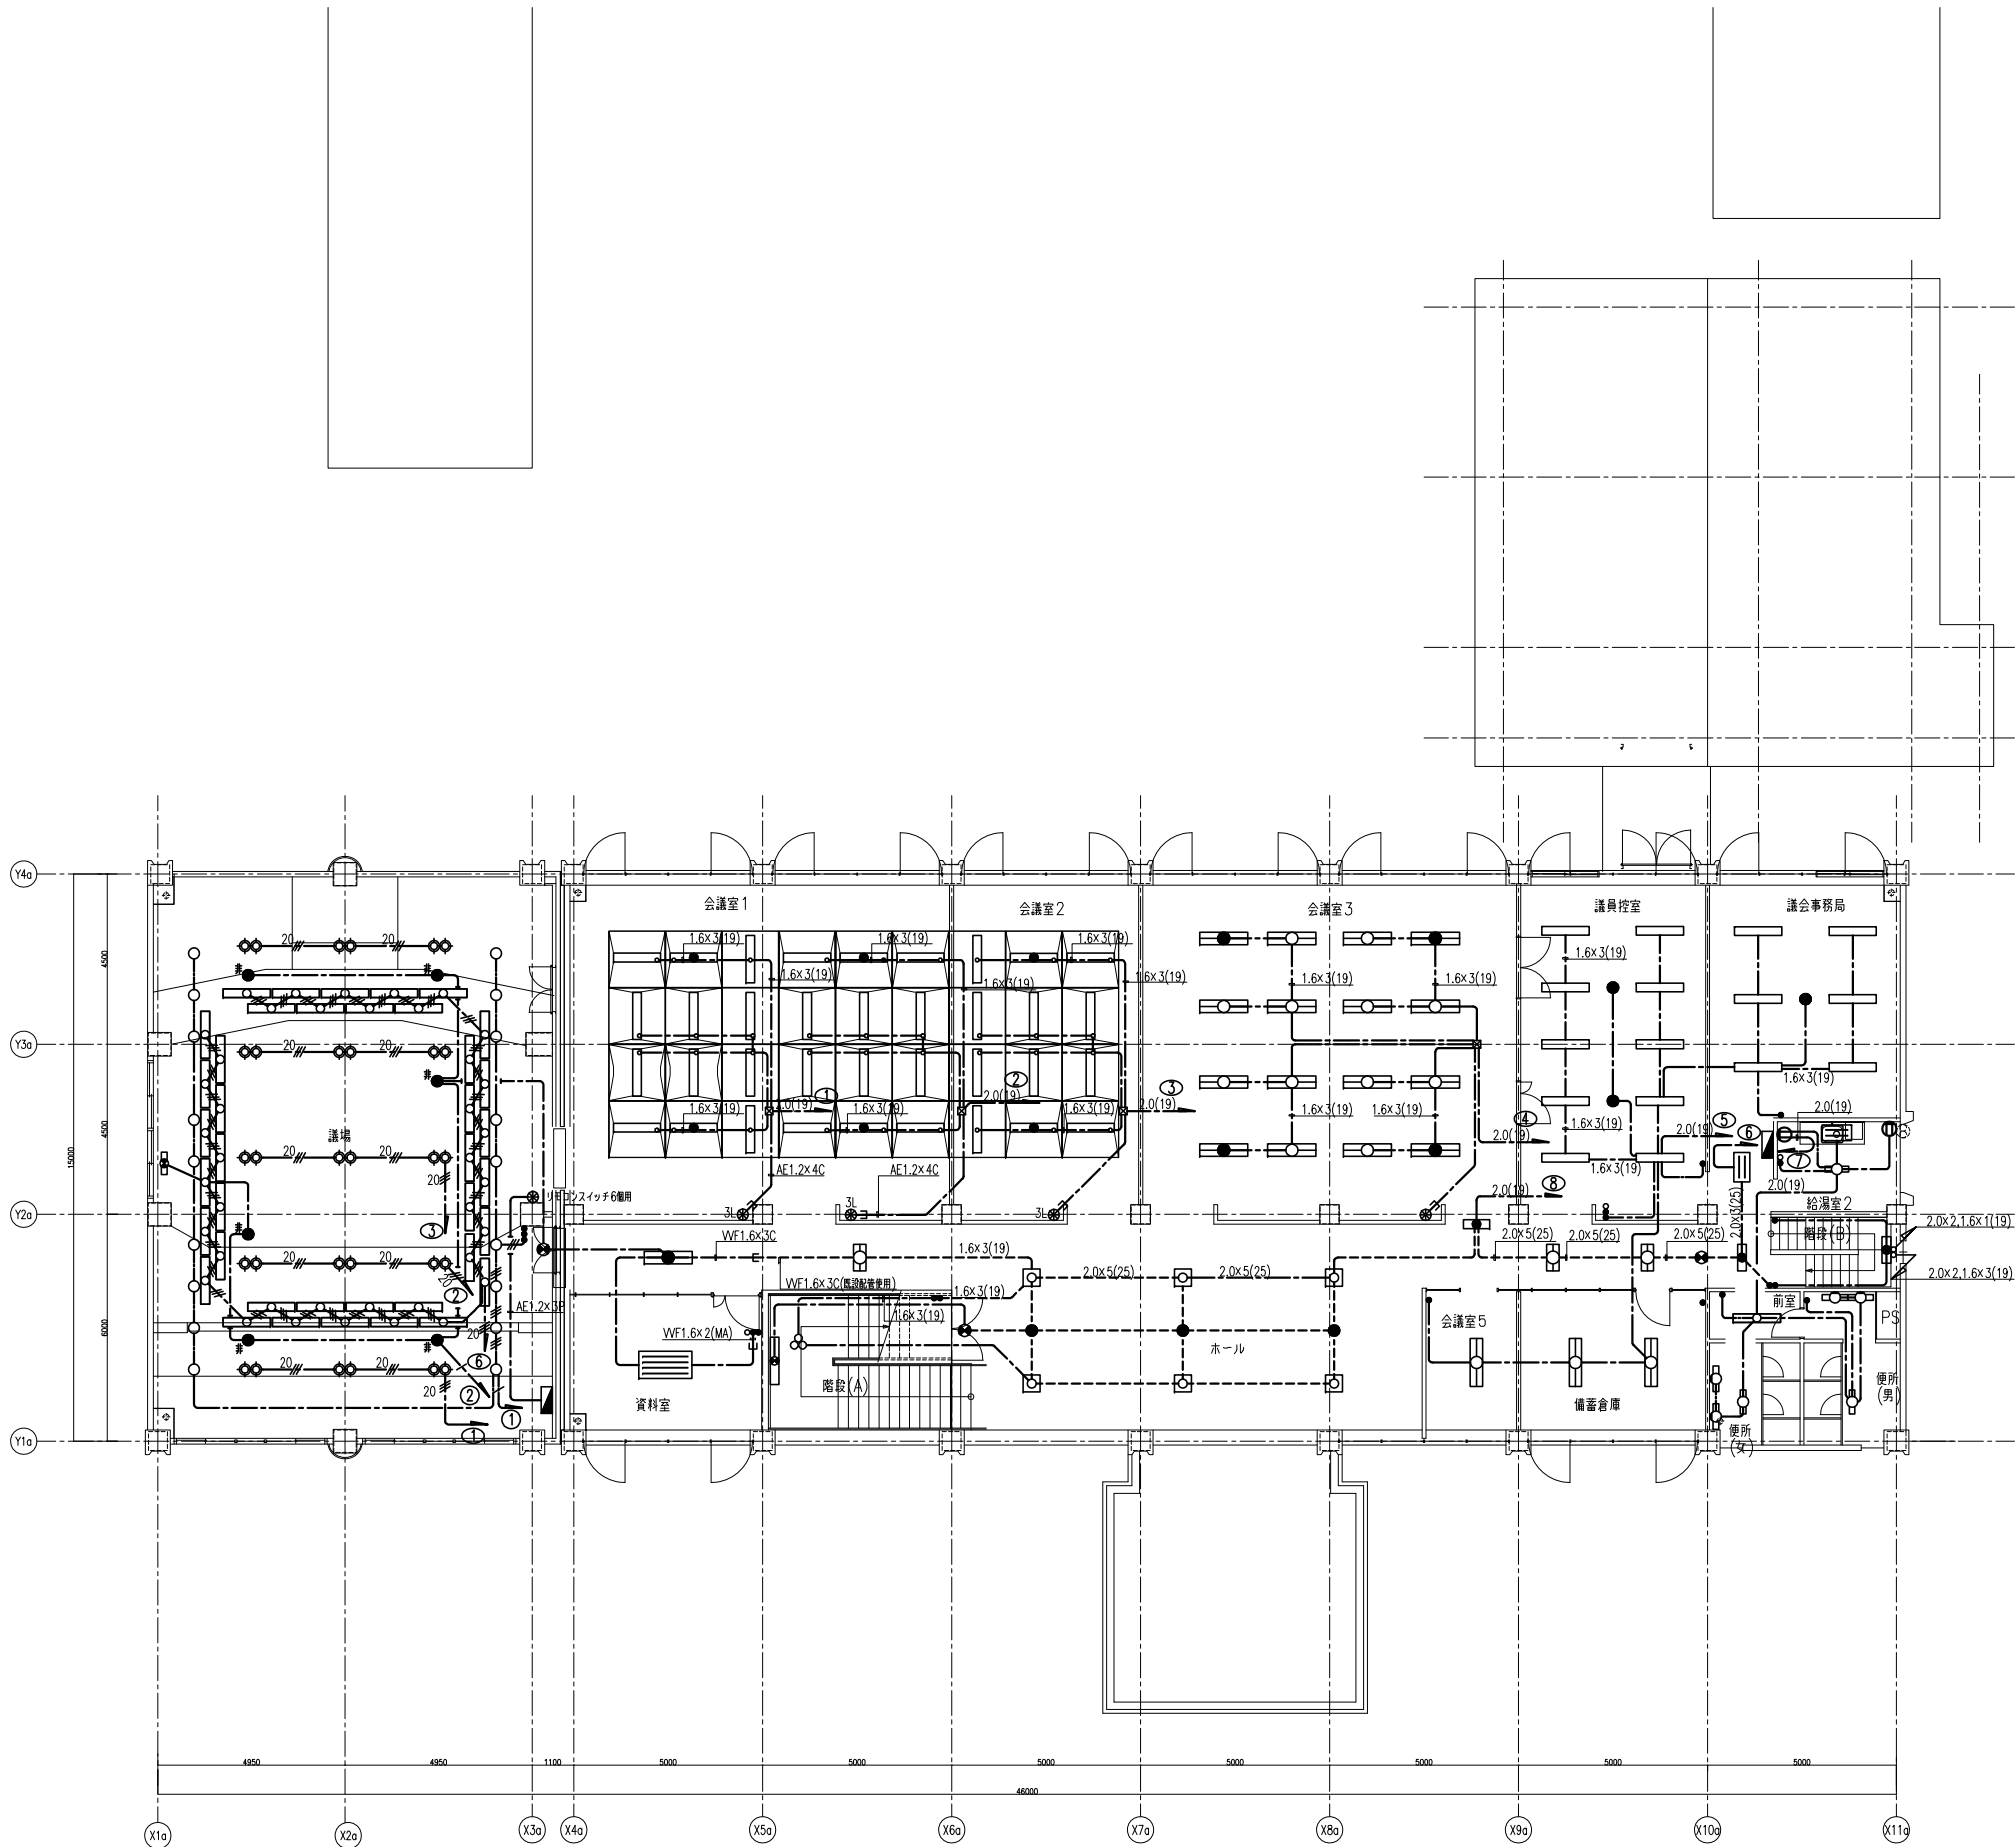


【注 記】
※1：撤去図は参考とし現地状況において機器、配線等を撤去する。
※2：及び壁・床打ち込み配管は残置とする。

日付	設計	株式会社URリンケージ	株式会社YAP一級建築士事務所	設計段階	工事名	図面名称	縮尺	図面番号
2024. 03. 17	URリンケージ・YAP共同企業体	一級建築士事務所 東京都知事登録 第27596号 金森 稔 / 一級建築士 第290239号	一級建築士事務所 大阪府知事登録 (ロ) 第25730号 山口 陽登 / 一級建築士 第332642号	実施設計	赤井川村「ゼロカーボンビレッジAKAIGAWA」推進戦略実現に関する 設計等事業『太陽光発電・地中熱利用による役場庁舎等の エネルギー構造高度化システム詳細設計業務』のうち電気設備工事	電灯設備 2・R1・R 2階平面図 (撤去参考図)	A1:1/100 A3:1/200	(撤去) E=15

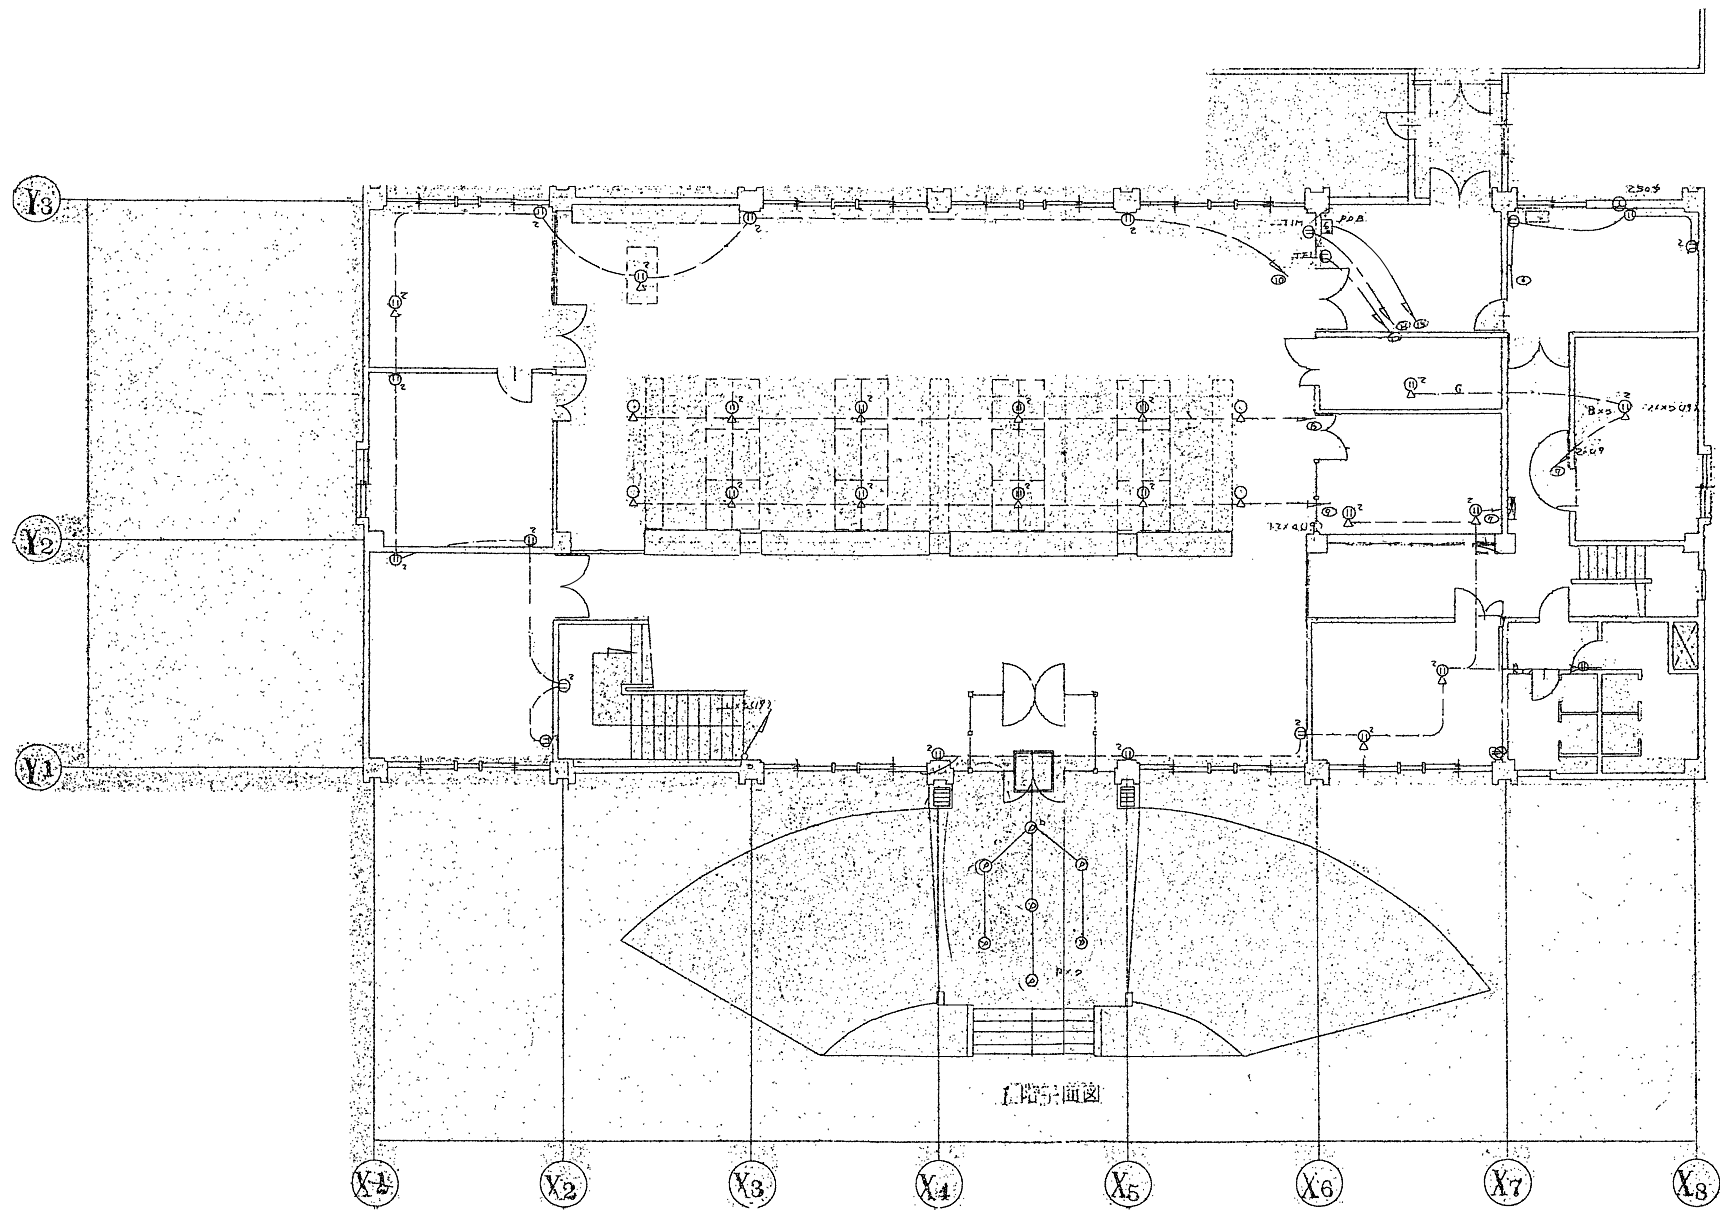

【注 記】
※1：撤去図は参考とし現地状況において機器、配線等を撤去する。
※2： 及び壁・床打ち込み配管は残置とする。


日付	設計	株式会社URリンケージ	株式会社YAP一級建築士事務所	設計段階	工事名	図面名称	縮尺	図面番号
2024.03.17	URリンケージ・YAP共同企業体	一級建築士事務所 東京都知事登録 第27596号 金森 稔 / 一級建築士 第290239号	一級建築士事務所 大阪府知事登録 (ロ) 第25730号 山口 陽登 / 一級建築士 第332642号	実施設計	赤井川村「ゼロカーボンビレッジAKAIGAWA」推進戦略実現に関する 設計等事業『太陽光発電・地中熱利用による役場庁舎等の エネルギー構造高度化システム詳細設計業務』のうち電気設備工事	コンセント設備 1階平面図(1) (撤去参考図)	A1:1/100 A3:1/200	(撤去) E-06

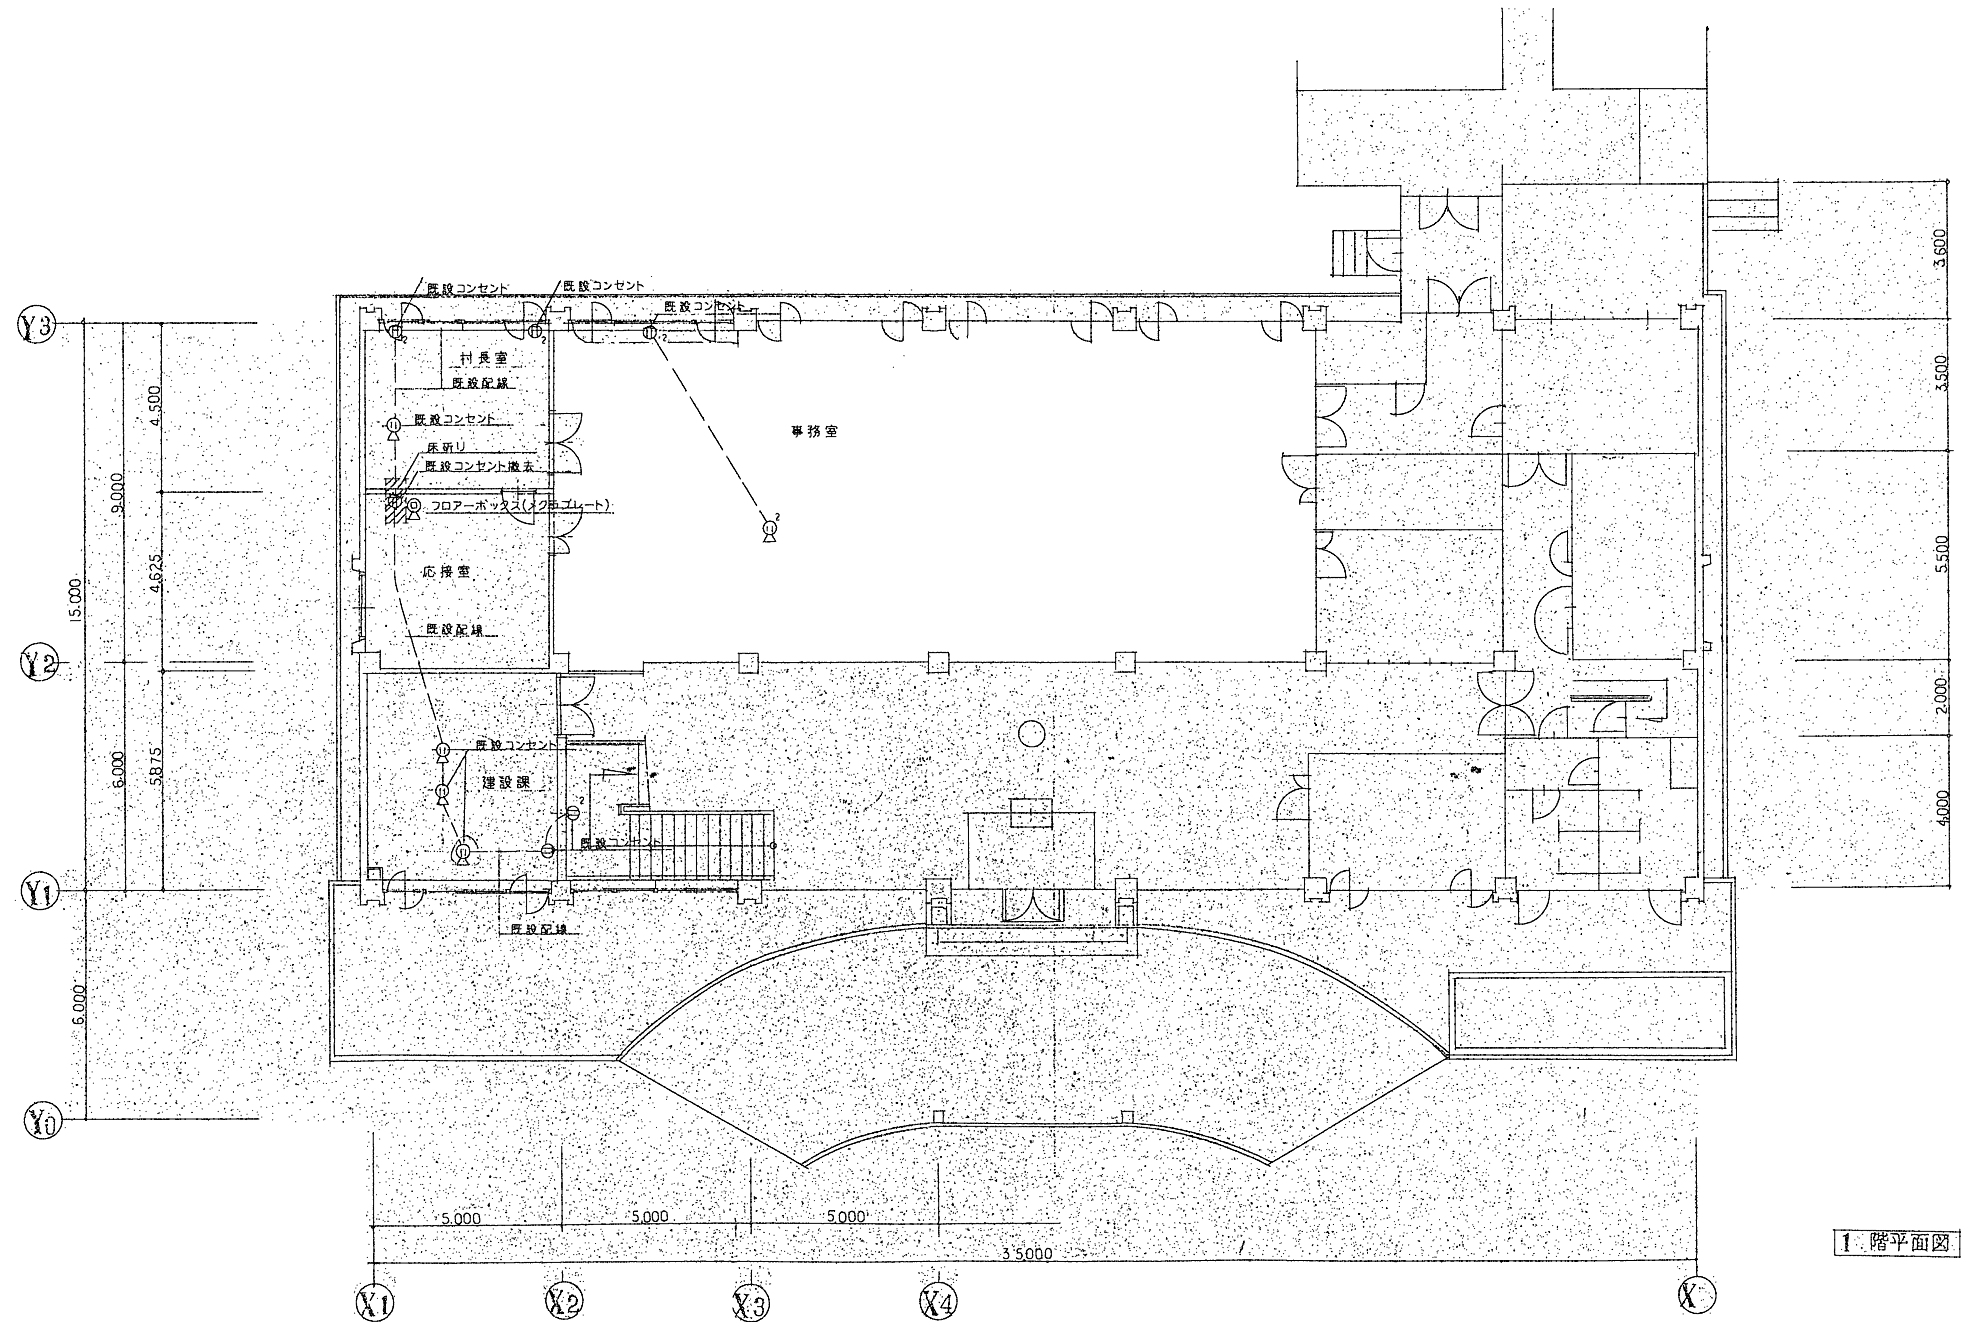

1 階平面図


【注 記】
※1：撤去図は参考とし現地状況において機器、配線等を撤去する。
※2： 及び壁・床打ち込み配管は残置とする。

日付	設計	株式会社URリンケージ	株式会社YAP一級建築士事務所	設計段階	工事名	図面名称	縮尺	図面番号
2024.03.17	URリンケージ・YAP共同企業体	一級建築士事務所 東京都知事登録 第27596号 金森 裕 / 一級建築士 第290239号	一級建築士事務所 大阪府知事登録 (ロ) 第25730号 山口 陽登 / 一級建築士 第332642号	実施設計	赤井川村「ゼロカーボンビレッジAKAIGAWA」推進戦略実現に関する 設計等事業『太陽光発電・地中熱利用による役場庁舎等の エネルギー構造高度化システム詳細設計業務』のうち電気設備工事	コンセント設備 1階平面図(2) (撤去参考図)	A1:1/100 A3:1/200	(撤去) E-17

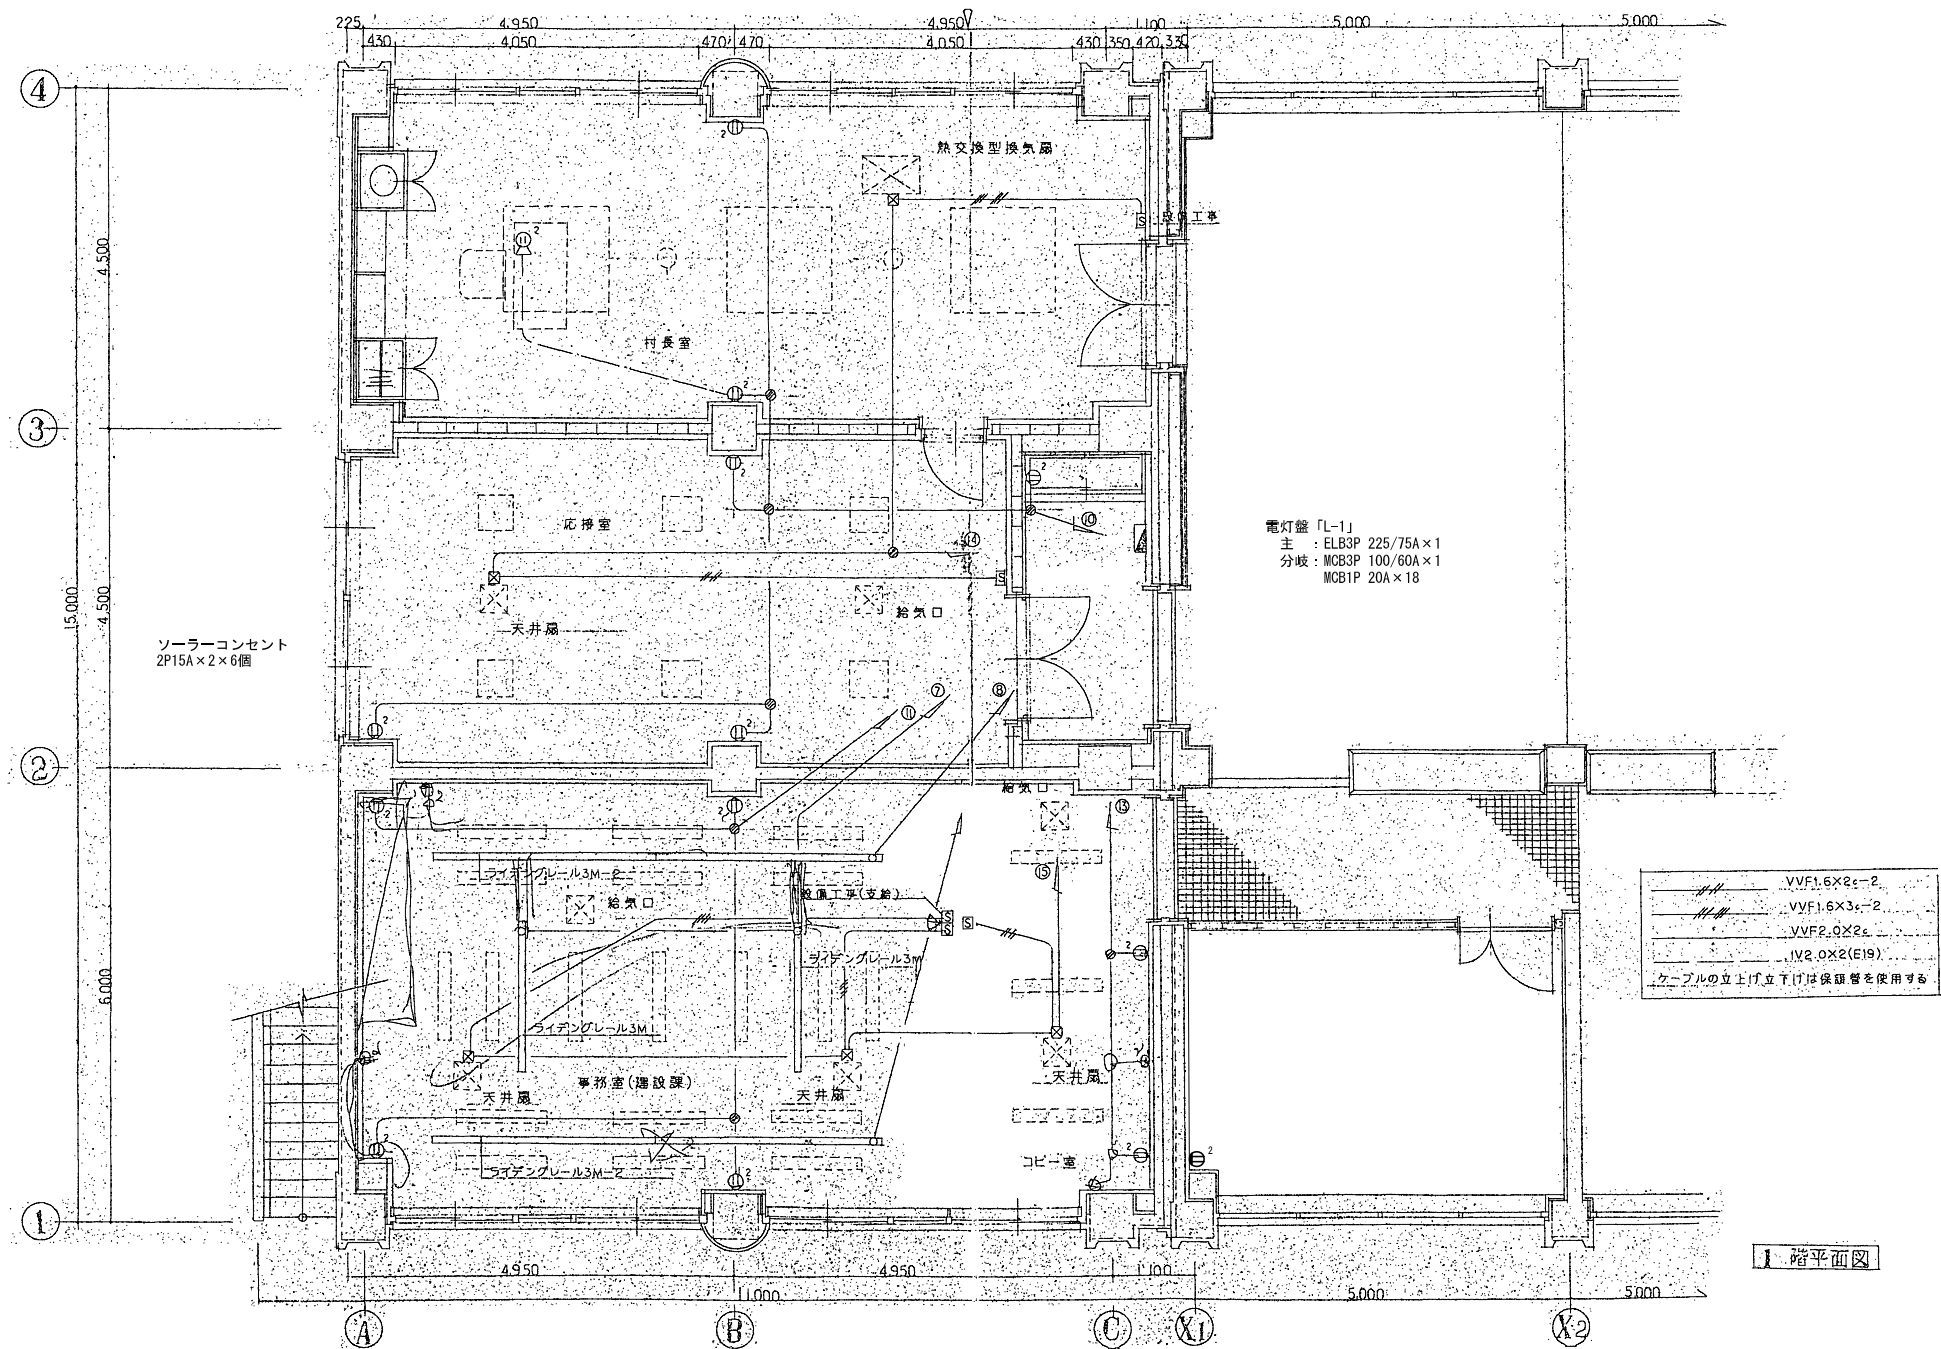

【注 記】
※1：撤去図は参考とし現地状況において機器、配線等を撤去する。
※2： 及び壁・床打ち込み配管は残置とする。

日付	設計	株式会社URリンケージ	株式会社YAP一級建築士事務所	設計段階	工事名	図面名称	縮尺	図面番号
2024.03.17	URリンケージ・YAP共同企業体	一級建築士事務所 東京都知事登録 第27596号 金森 裕 / 一級建築士 第290239号	一級建築士事務所 大阪府知事登録 (ロ) 第25730号 山口 陽登 / 一級建築士 第332642号	実施設計	赤井川村「ゼロカーボンビレッジAKAIGAWA」推進戦略実現に関する設計等事業『太陽光発電・地中熱利用による役場庁舎等のエネルギー構造高度化システム詳細設計業務』のうち電気設備工事	コンセント設備 1階平面図(3) (撤去参考図)	A1:1/50 A3:1/100	(撤去) E-18

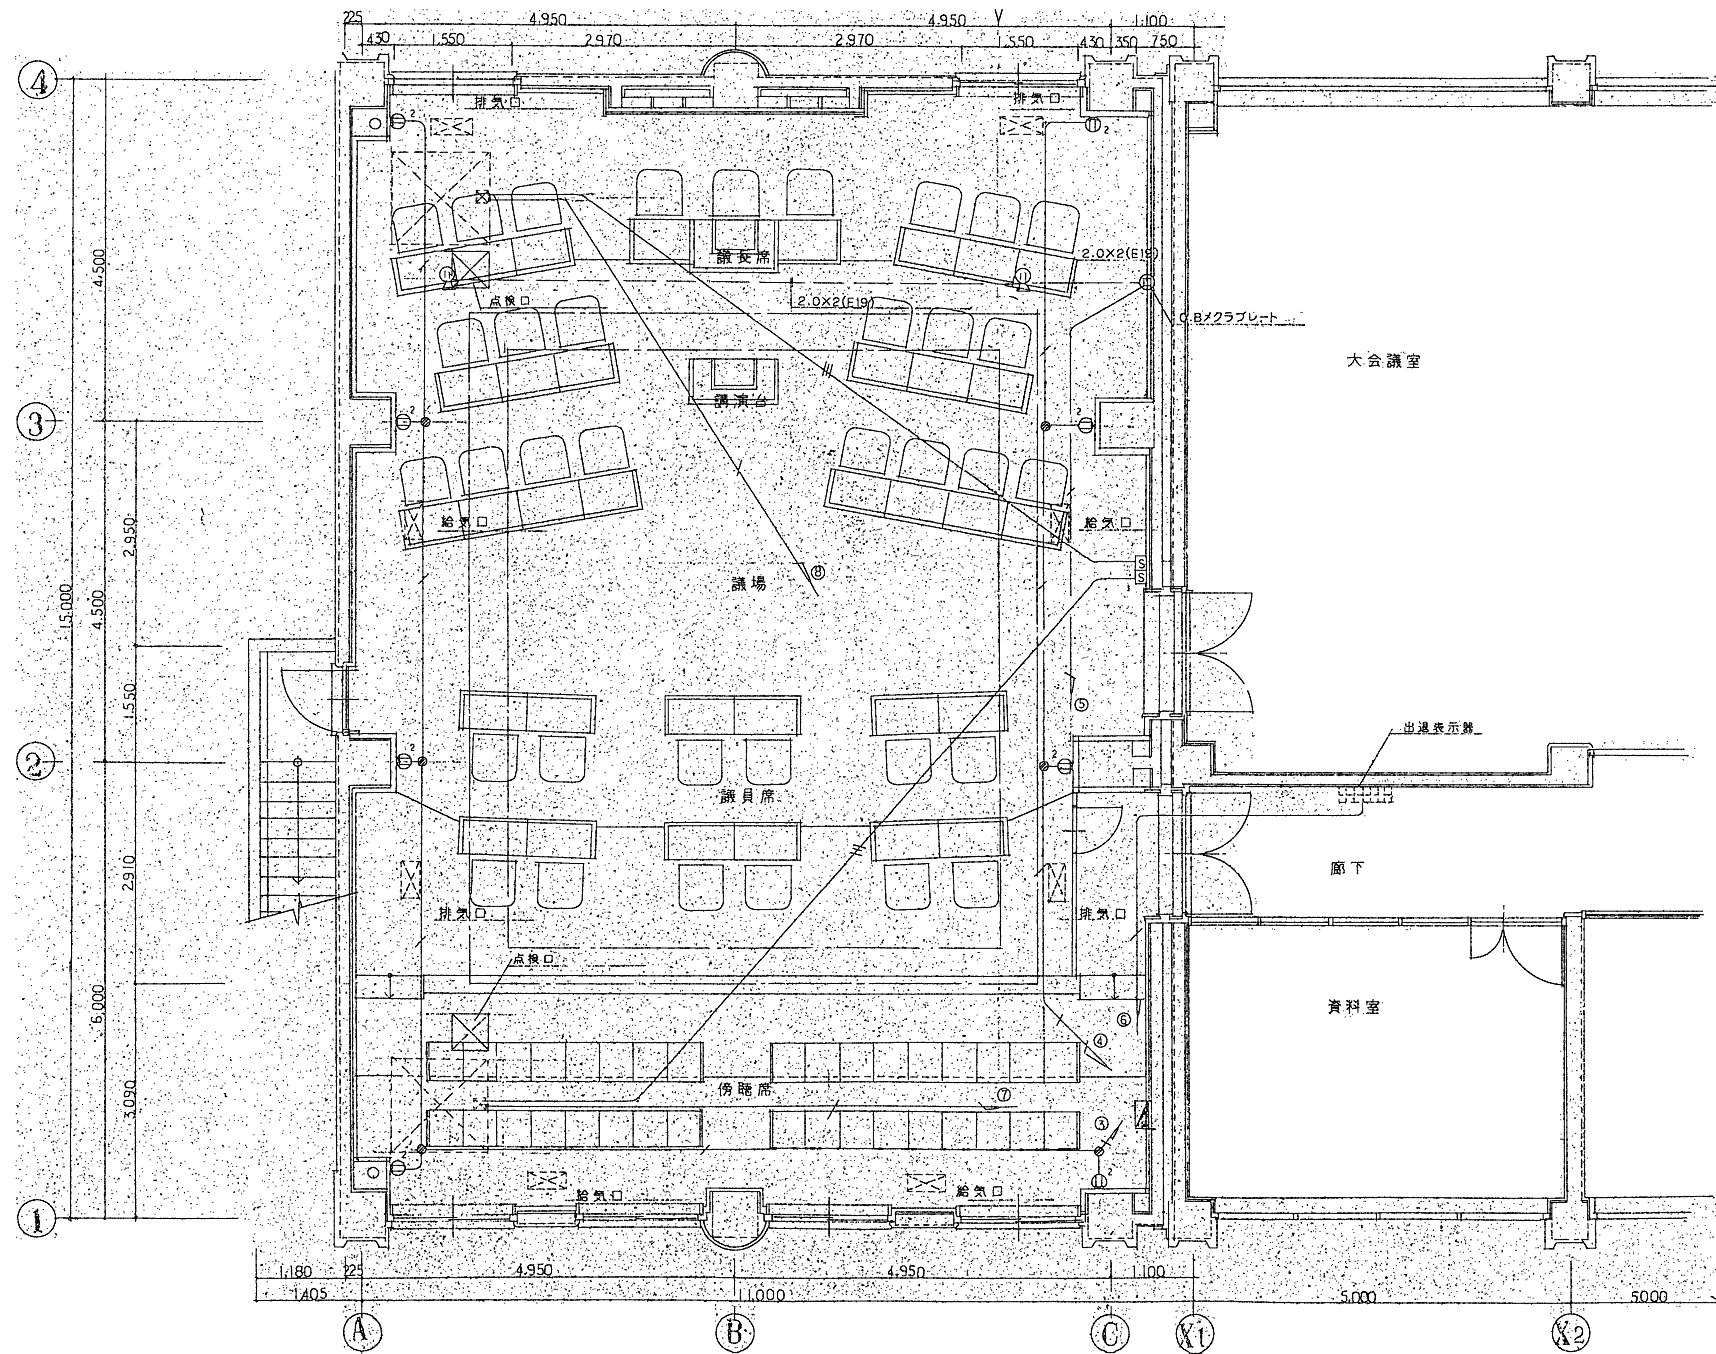


電灯盤「L-2」
主 : ELB3P 100/60A×1
分岐 : MCB2P 20/60A×10

2階平面図


【注 記】
※1: 撤去図は参考とし現地状況において機器、配線等を撤去する。
※2: 及び壁・床打ち込み配管は残置とする。

日付	設計	株式会社URリンケージ	株式会社YAP一級建築士事務所	設計段階	工事名	図面名称	縮尺	図面番号
2024.03.17	URリンケージ・YAP共同企業体	一級建築士事務所 東京都知事登録 第27596号 金森 稔 / 一級建築士 第290239号	一級建築士事務所 大阪府知事登録 (口) 第25730号 山口 陽登 / 一級建築士 第332642号	実施設計	赤井川村「ゼロカーボンビレッジAKAIGAWA」推進戦略実現に関する設計等事業『太陽光発電・地中熱利用による役場庁舎等のエネルギー構造高度化システム詳細設計業務』のうち電気設備工事	コンセント設備 2階平面図(2) (撤去参考図)	A1:1/50 A3:1/100	(撤去) E-20

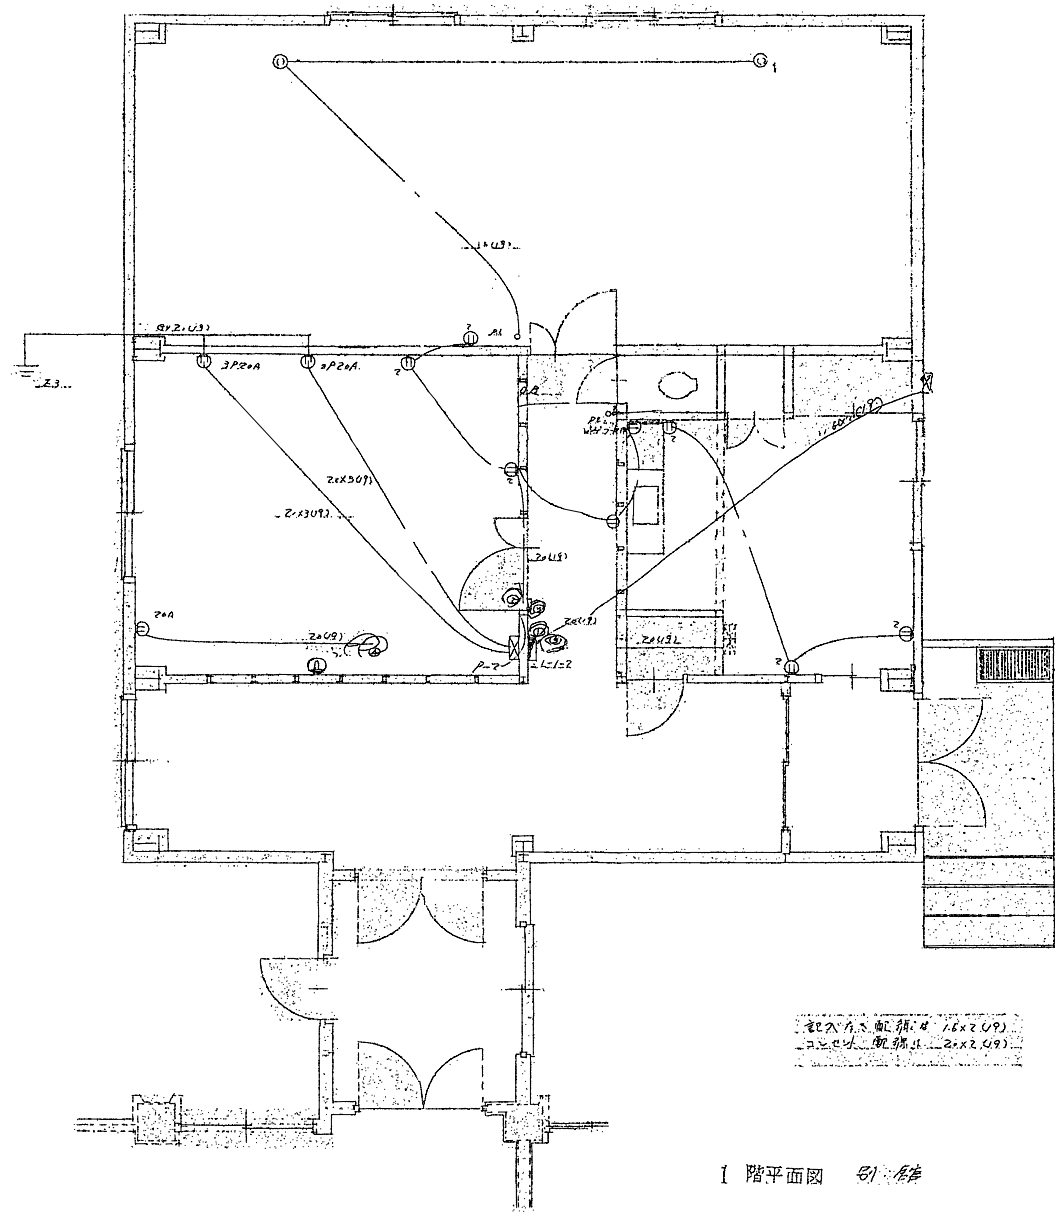


【注 記】
※1：撤去図は参考とし現地状況において機器、配線等を撤去する。
※2： 及び壁・床打ち込み配管は残置とする。

日付	設計	株式会社URリンケージ	株式会社YAP一級建築士事務所	設計段階	工事名	図面名称	縮尺	図面番号
2024.03.17	URリンケージ・YAP共同企業体	一級建築士事務所 東京都知事登録 第27596号 金森 裕 / 一級建築士 第290239号	一級建築士事務所 大阪府知事登録 (ロ) 第25730号 山口 陽登 / 一級建築士 第332642号	実施設計	赤井川村「ゼロカーボンビレッジAKAIGAWA」推進戦略実現に関する 設計等事業『太陽光発電・地中熱利用による役場庁舎等の エネルギー構造高度化システム詳細設計業務』のうち電気設備工事	コンセント設備 別館平面図 (撤去参考図)	A1:1/50 A3:1/100	(撤去) E-21

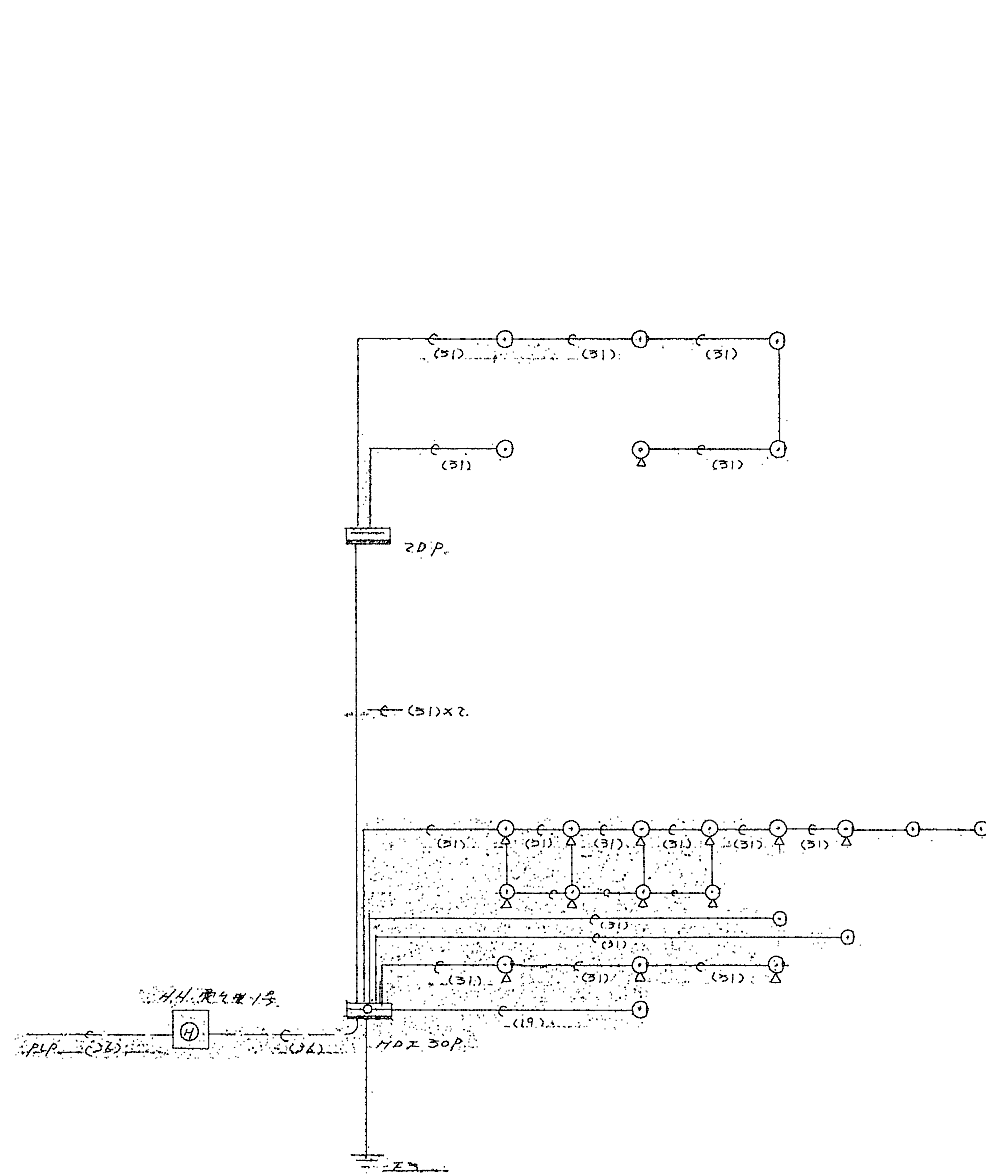


電話配管系統図

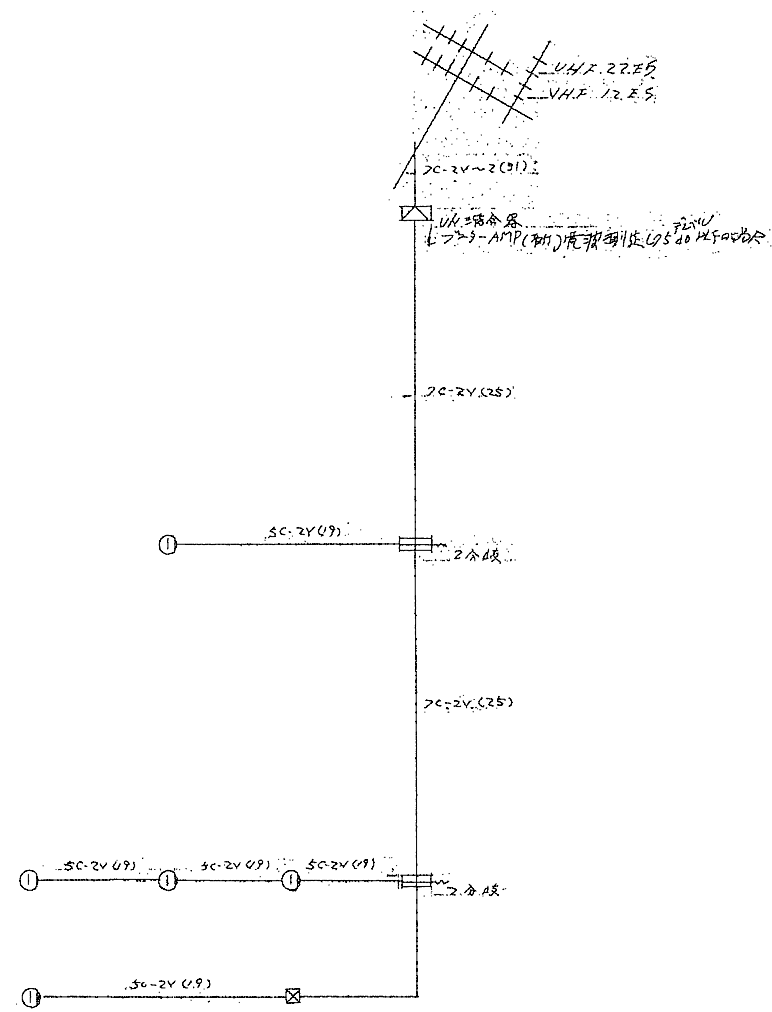


TV共聴配系統図

日付	設計	株式会社URリンケージ	株式会社YAP一級建築士事務所	設計段階	工事名	図面名称	縮尺	図面番号
2024.03.17	URリンケージ・YAP共同企業体	一級建築士事務所 東京都知事登録 第27596号 金森 裕 / 一級建築士 第290239号	一級建築士事務所 大阪府知事登録 (ロ) 第25730号 山口 陽登 / 一級建築士 第332642号	実施設計	赤井川村「ゼロカーボンビレッジAKAIGAWA」推進戦略実現に関する設計等事業『太陽光発電・地中熱利用による役場庁舎等のエネルギー構造高度化システム詳細設計業務』のうち電気設備工事	弱電設備 系統図 (撤去参考図)	A1:N.S A3:N.S	(撤去) E-22

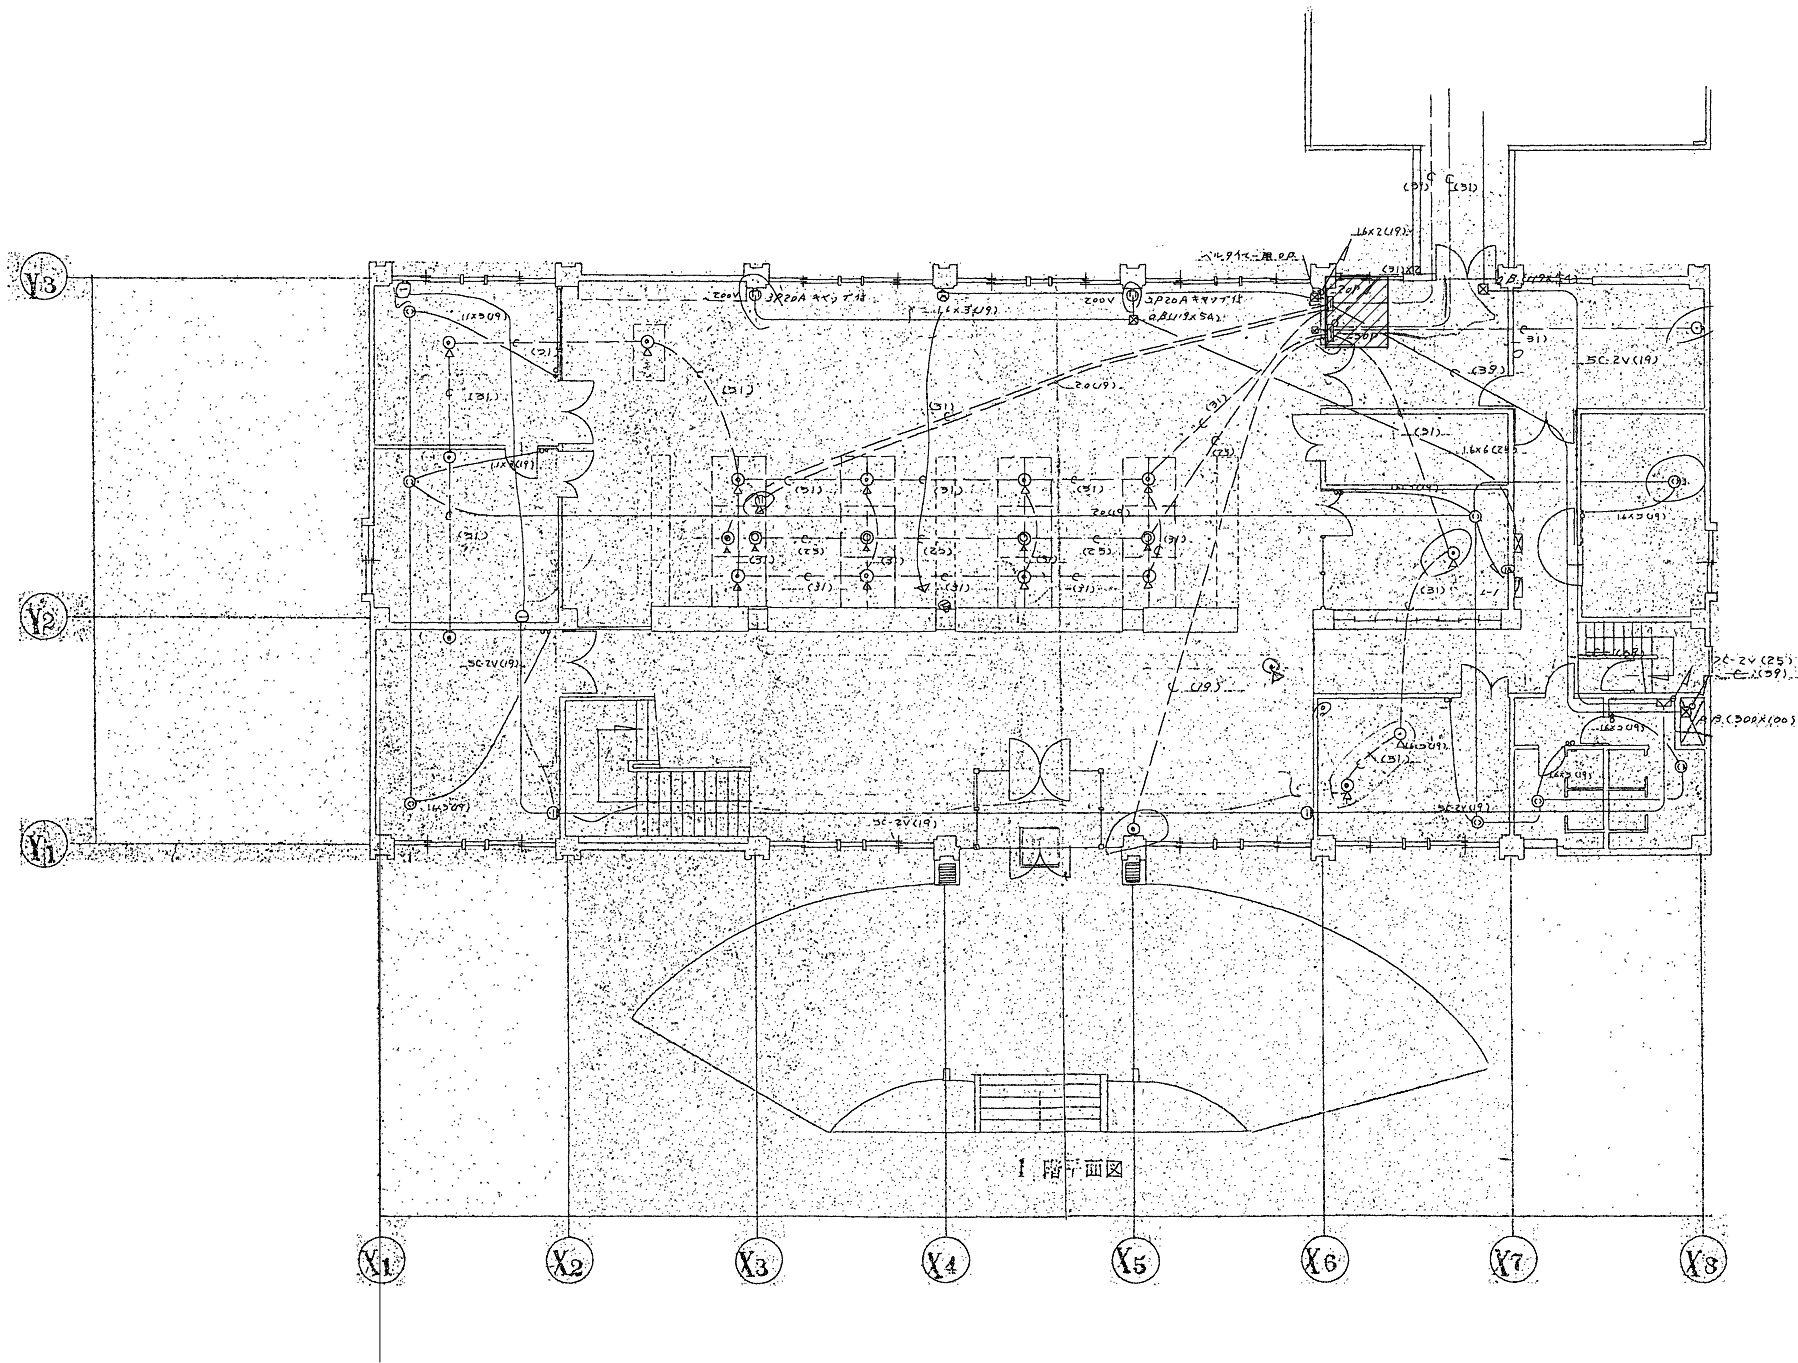

【注 記】
※1：撤去図は参考とし現地状況において機器、配線等を撤去する。
※2：及び壁・床打ち込み配管は残置とする。

日付	設計	株式会社URリンケージ	株式会社YAP一級建築士事務所	設計段階	工事名	図面名称	縮尺	図面番号
2024.03.17	URリンケージ・YAP共同企業体	一級建築士事務所 東京都知事登録 第27596号 金森 裕 / 一級建築士 第290239号	一級建築士事務所 大阪府知事登録 (ロ) 第25730号 山口 陽登 / 一級建築士 第332642号	実施設計	赤井川村「ゼロカーボンビレッジAKAIGAWA」推進戦略実現に関する設計等事業『太陽光発電・地中熱利用による役場庁舎等のエネルギー構造高度化システム詳細設計業務』のうち電気設備工事	弱電設備 1階平面図(1) (撤去参考図)	A1:1/100 A3:1/200	(撤去) E-23

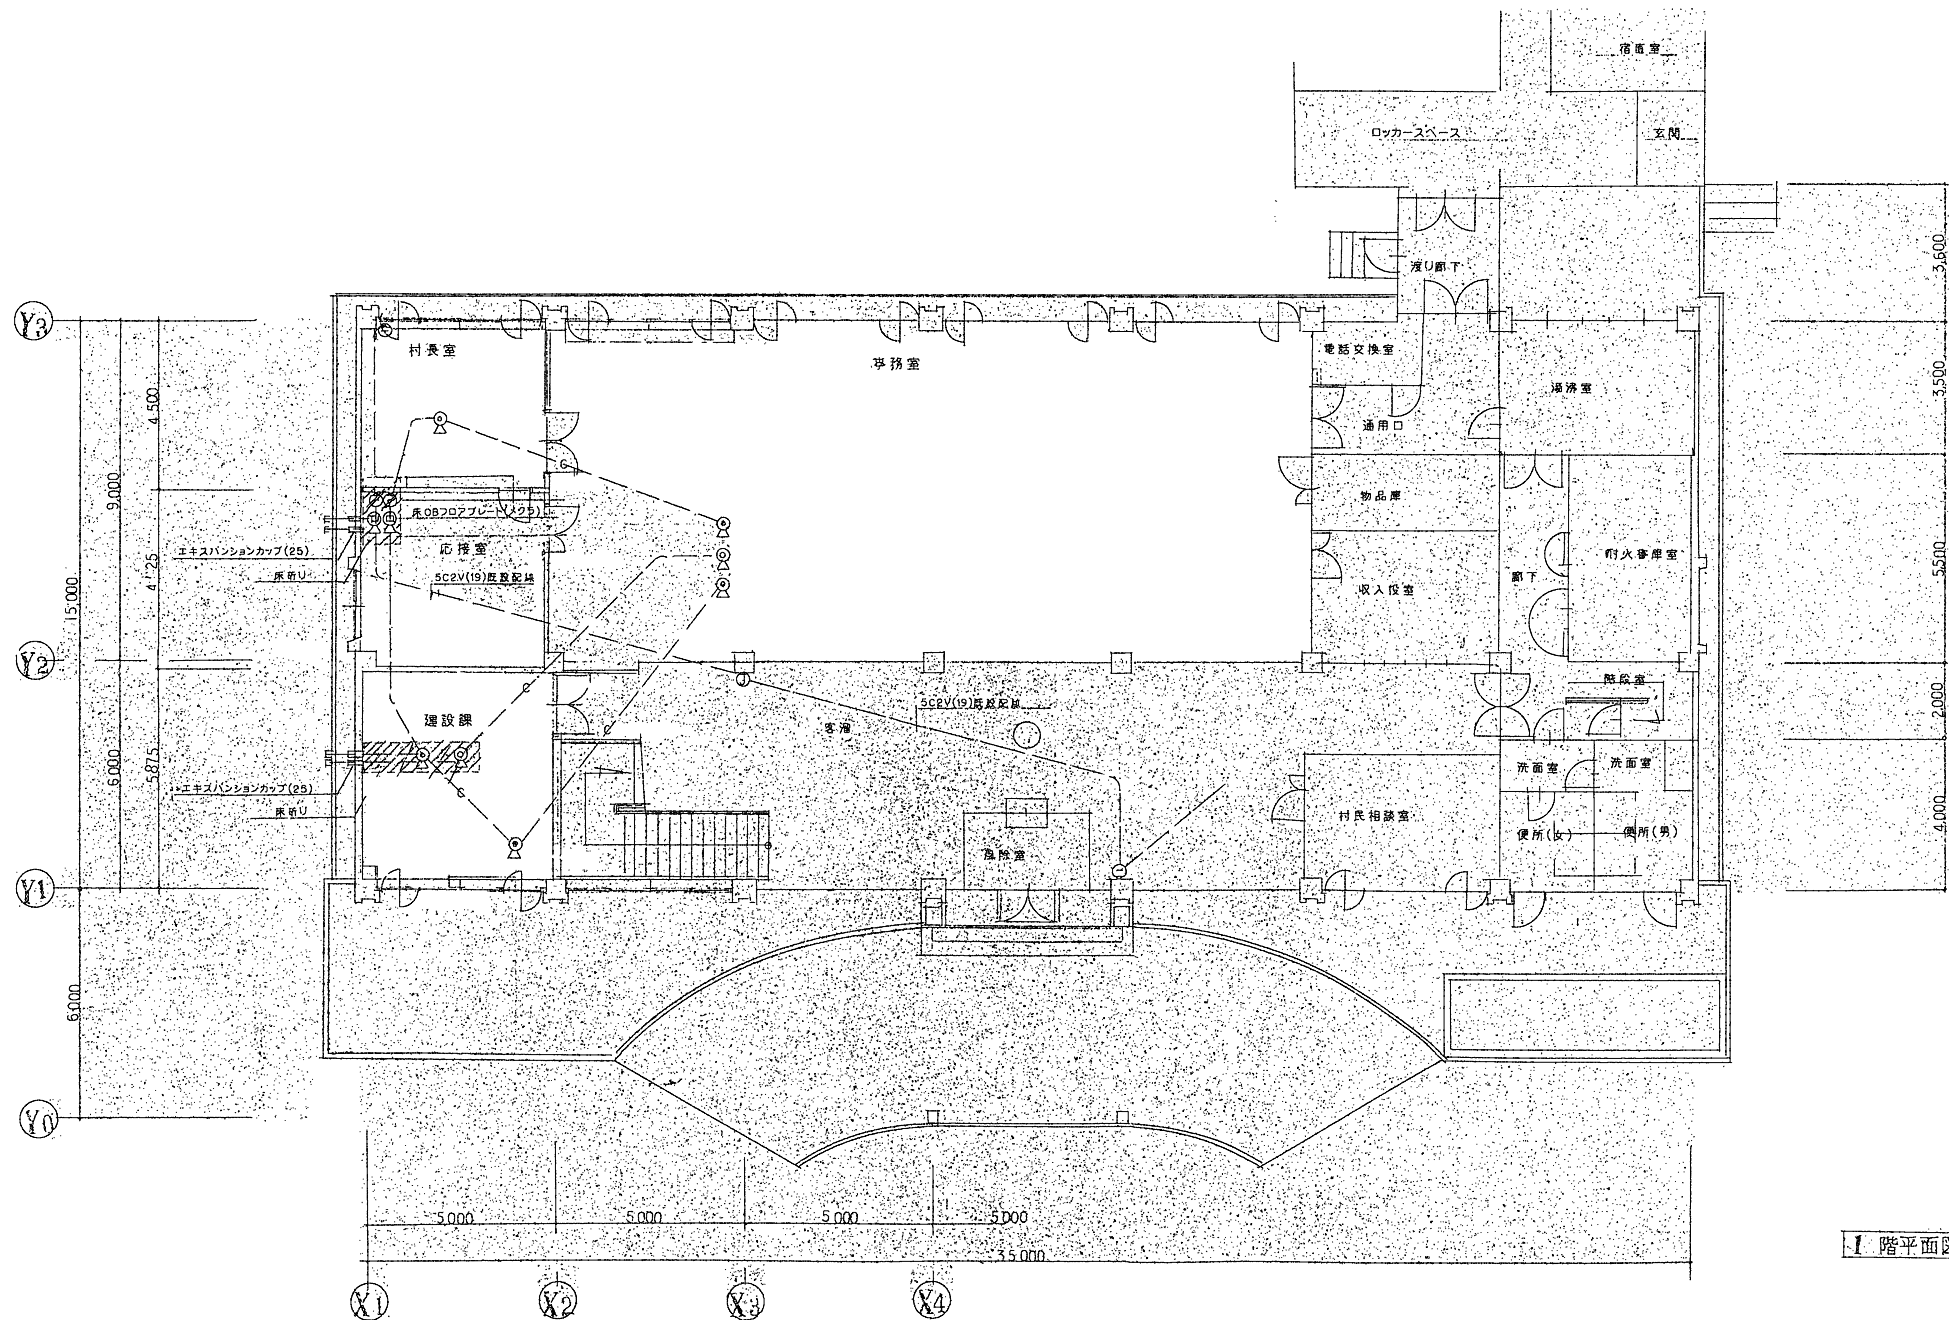


1 階平面図

【注 記】

※1：撤去図は参考とし現地状況において機器、配線等を撤去する。


※2：及び壁・床打ち込み配管は残置とする。

日付	設計	株式会社URリンケージ	株式会社YAP一級建築士事務所	設計段階	工事名	図面名称	縮尺	図面番号
2024.03.17	URリンケージ・YAP共同企業体	一級建築士事務所 東京都知事登録 第27596号 金森 裕 / 一級建築士 第290239号	一級建築士事務所 大阪府知事登録 (ロ) 第25730号 山口 陽登 / 一級建築士 第332642号	実施設計	赤井川村「ゼロカーボンビレッジAKAIGAWA」推進戦略実現に関する 設計等事業『太陽光発電・地中熱利用による役場庁舎等の エネルギー構造高度化システム詳細設計業務』のうち電気設備工事	弱電設備 1階平面図(2) (撤去参考図)	A1:1/100 A3:1/200	(撤去) E-24

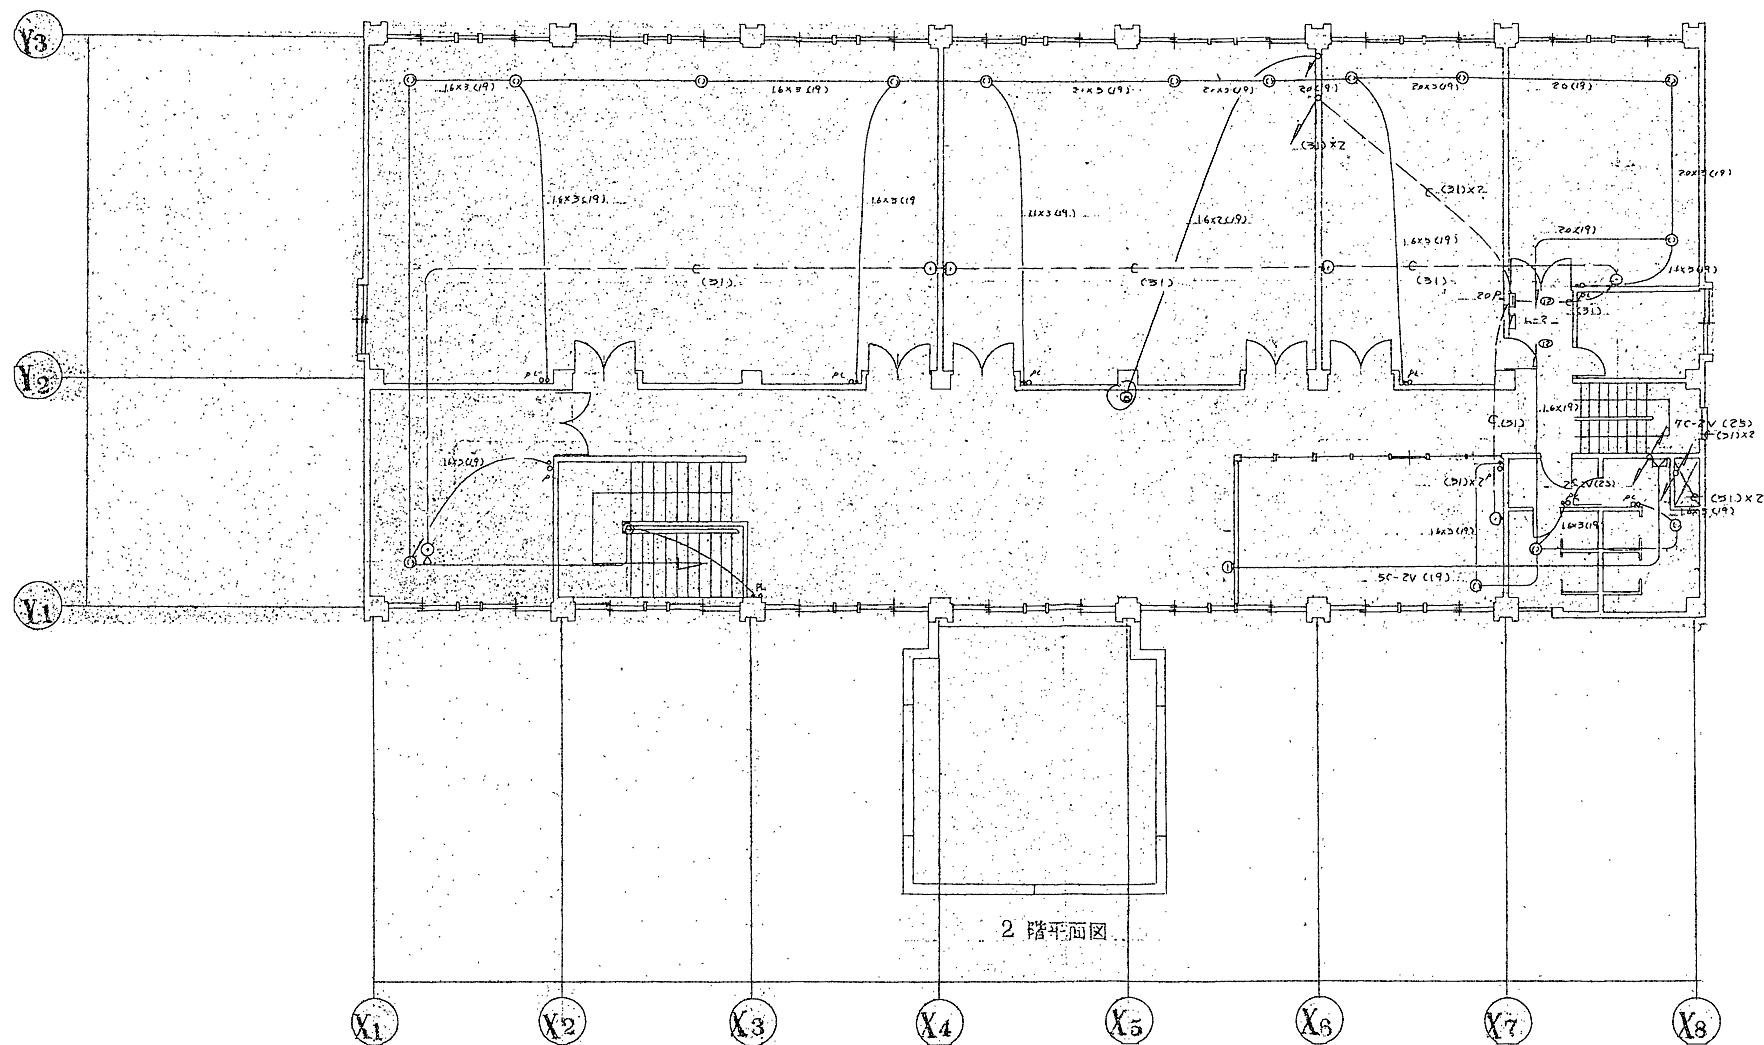

【注 記】
※1：撤去図は参考とし現地状況において機器、配線等を撤去する。
※2：及び壁・床打ち込み配管は残置とする。


日付	設計	株式会社URリンケージ	株式会社YAP一級建築士事務所	設計段階	工事名	図面名称	縮尺	図面番号
2024.03.17	URリンケージ・YAP共同企業体	一級建築士事務所 東京都知事登録 第27596号 金森 稔 / 一級建築士 第290239号	一級建築士事務所 大阪府知事登録 (ロ) 第25730号 山口 陽登 / 一級建築士 第332642号	実施設計	赤井川村「ゼロカーボンビレッジAKAIGAWA」推進戦略実現に関する 設計等事業『太陽光発電・地中熱利用による役場庁舎等の エネルギー構造高度化システム詳細設計業務』のうち電気設備工事	弱電設備 2階平面図(1) (撤去参考図)	A1:1/100 A3:1/200	(撤去) E-26

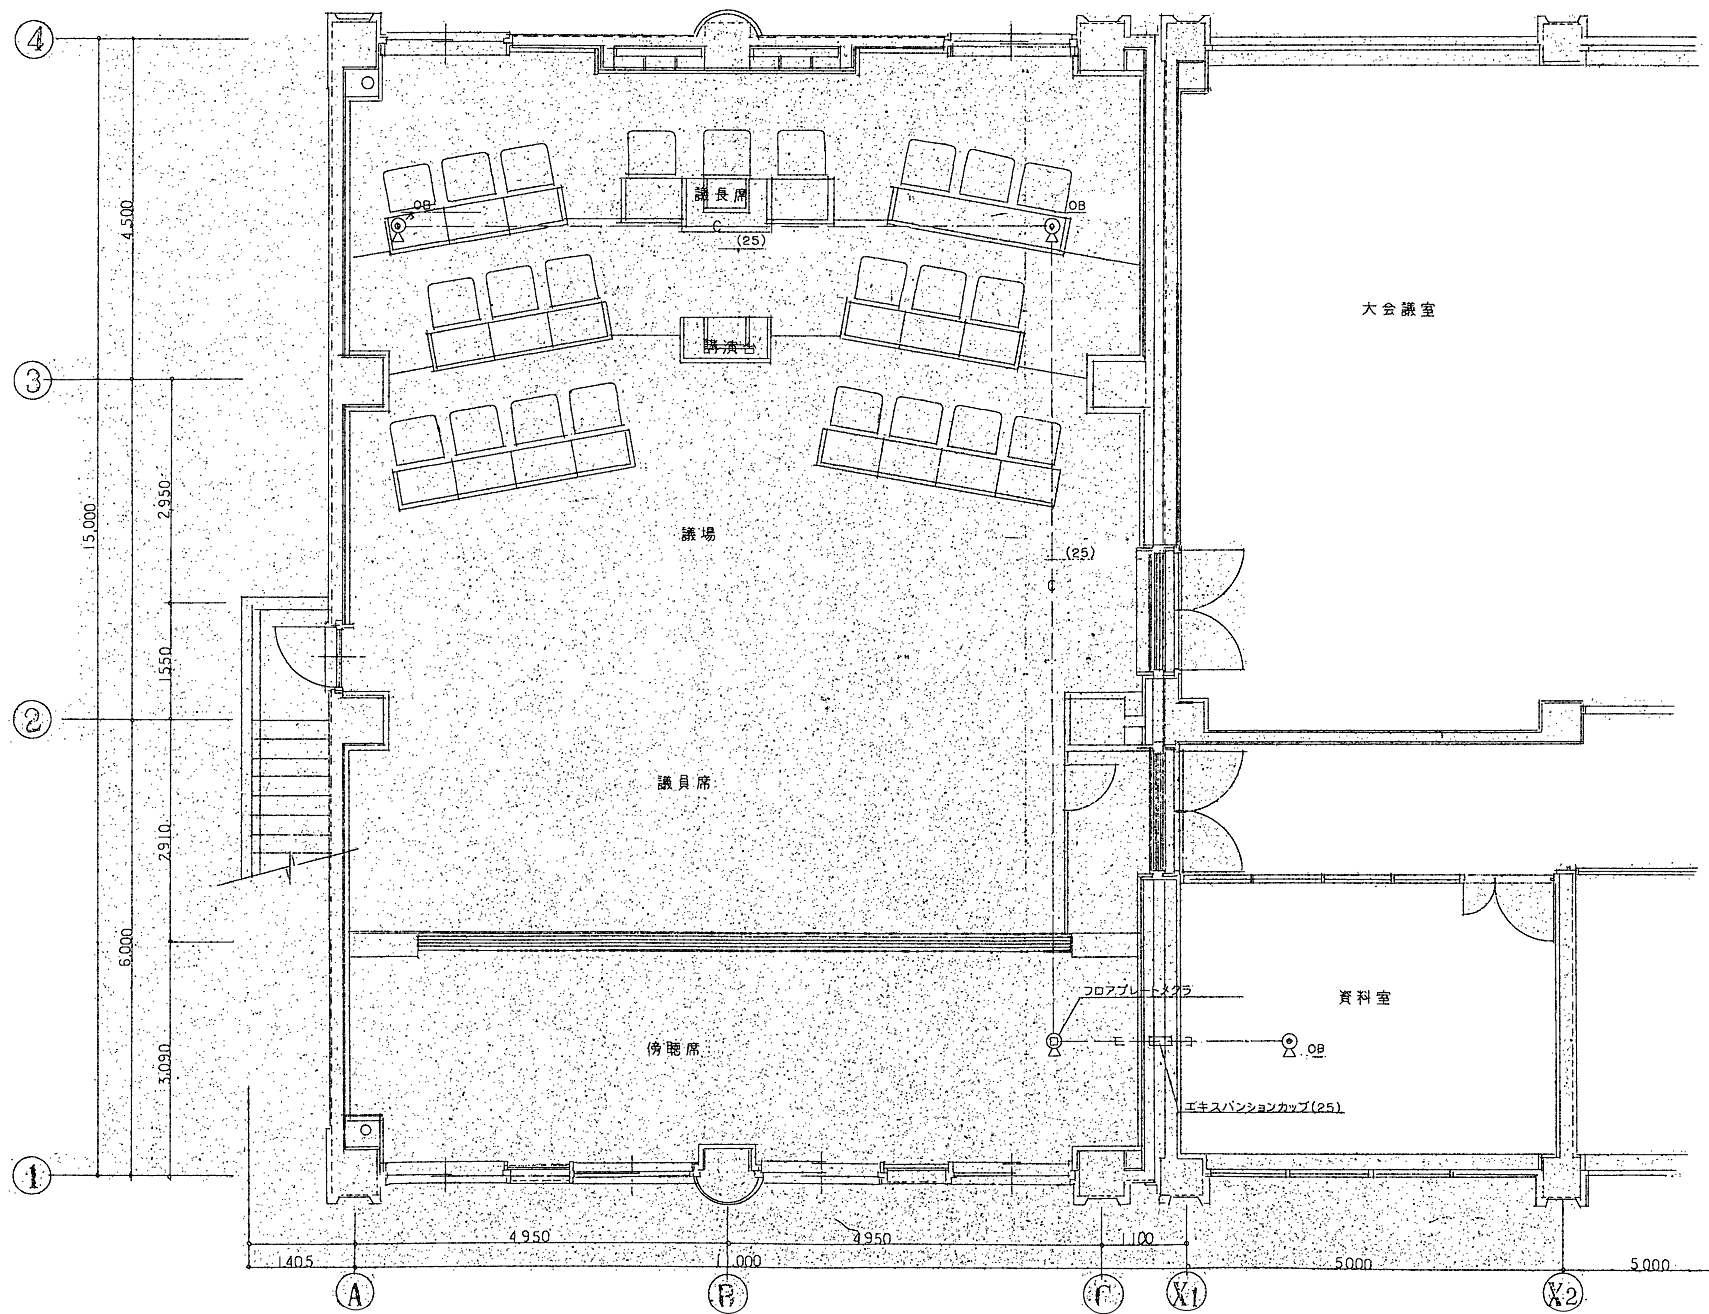

2階平面図

【注 記】
※1：撤去図は参考とし現地状況において機器、配線等を撤去する。
※2：及び壁・床打ち込み配管は残置とする。

日付	設計	株式会社URリンケージ	株式会社YAP一級建築士事務所	設計段階	工事名	図面名称	縮尺	図面番号
2024.03.17	URリンケージ・YAP共同企業体	一級建築士事務所 東京都知事登録 第27596号 金森 稔 / 一級建築士 第290239号	一級建築士事務所 大阪府知事登録 (ロ) 第25730号 山口 陽登 / 一級建築士 第332642号	実施設計	赤井川村「ゼロカーボンビレッジAKAIGAWA」推進戦略実現に関する設計等事業『太陽光発電・地中熱利用による役場庁舎等のエネルギー構造高度化システム詳細設計業務』のうち電気設備工事	弱電設備 2階平面図(2) (撤去参考図)	A1:1/100 A3:1/200	(撤去) E-27

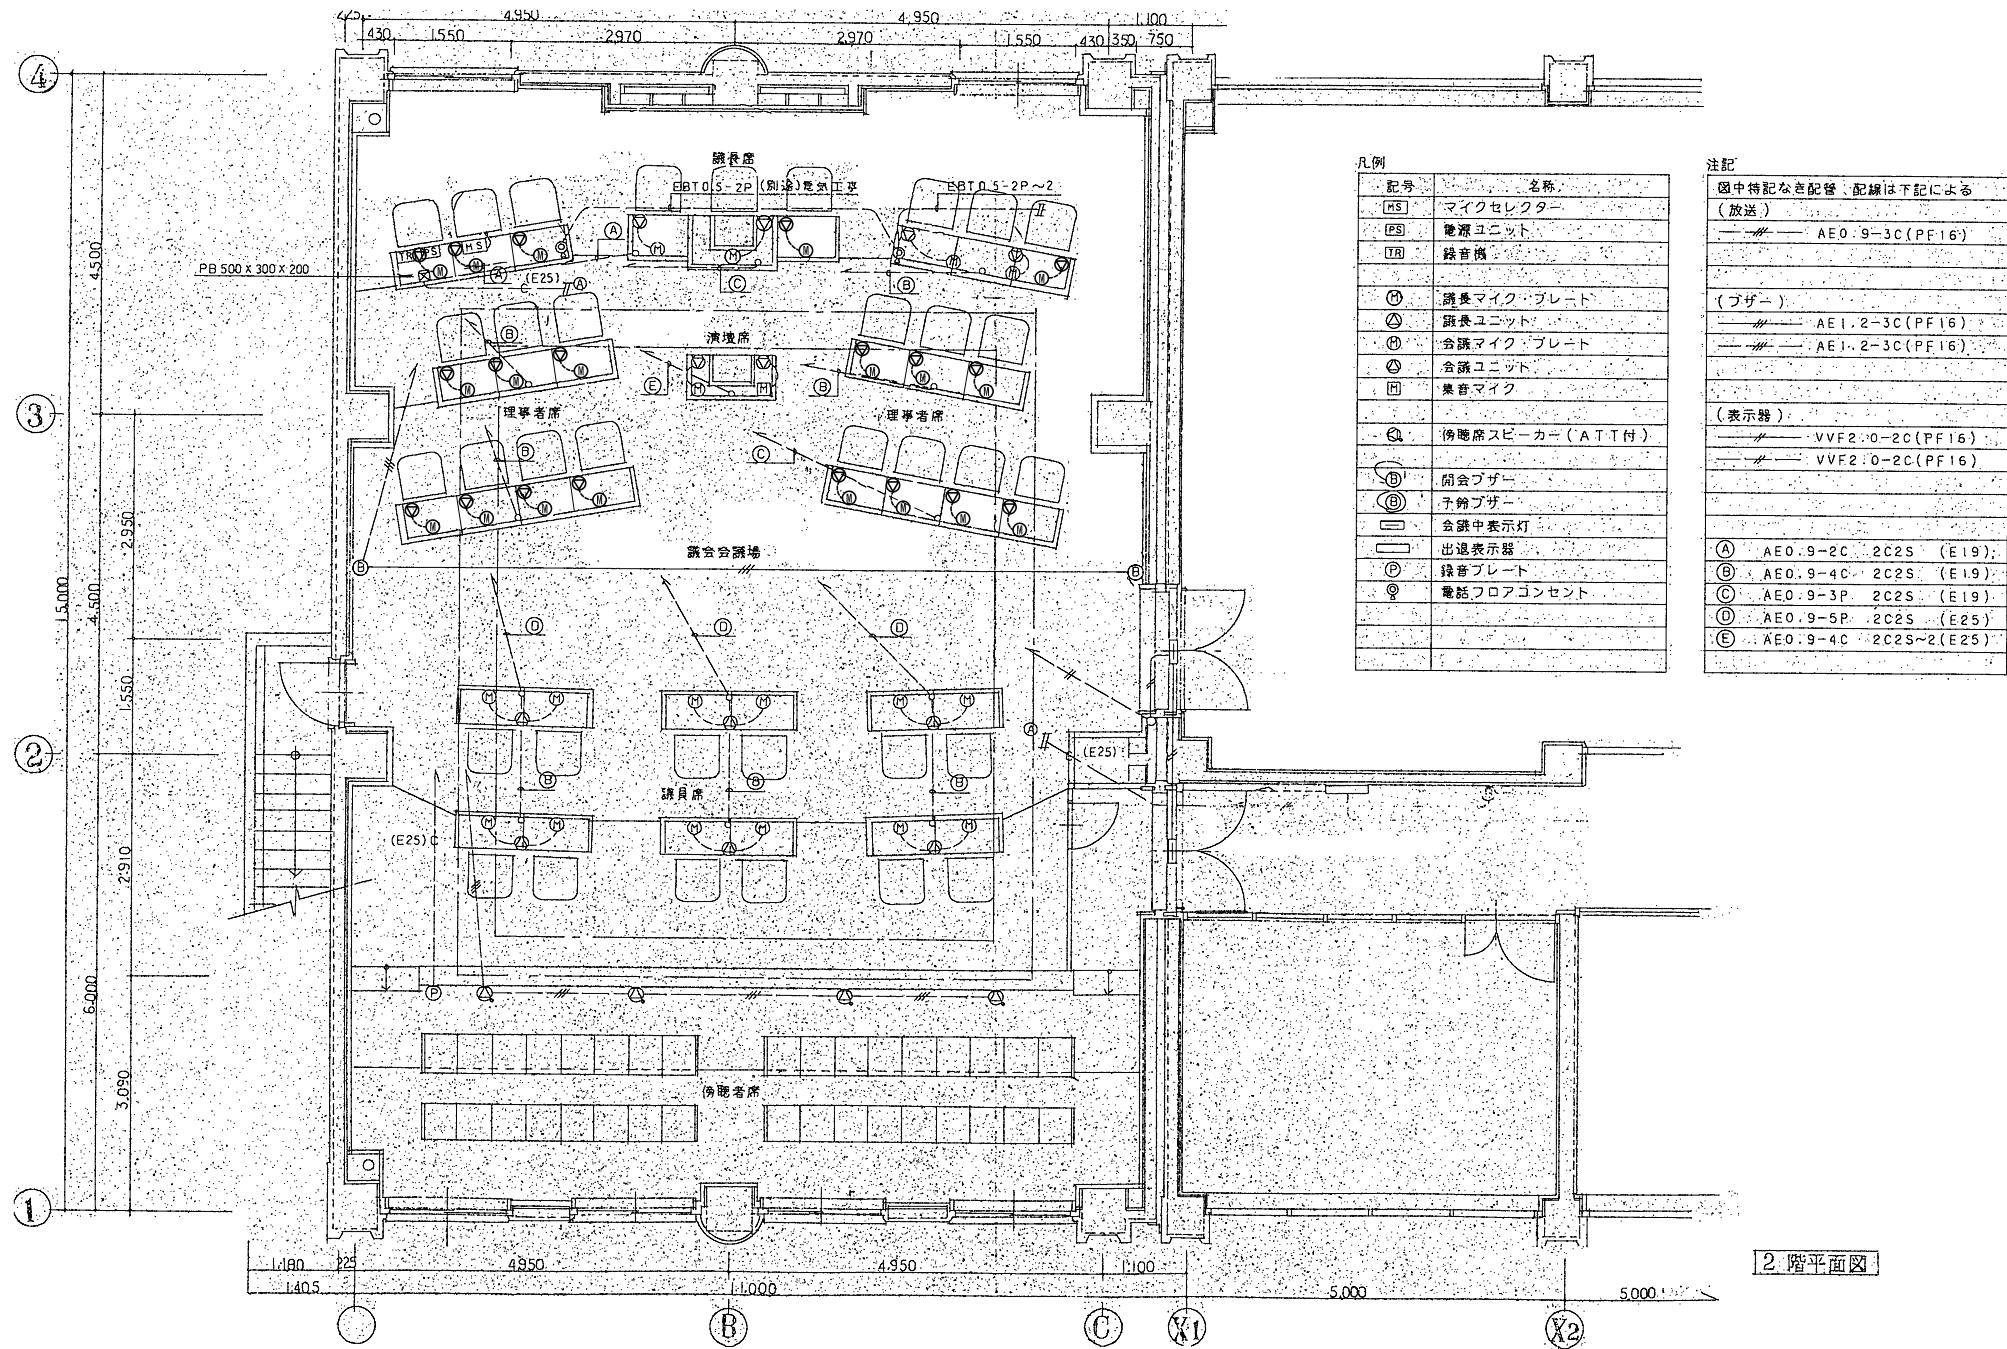


凡例	
記号	名称
MS	マイクセクター
FS	電源ユニット
TR	録音機
①	議長マイク・プレート
②	議長ユニット
③	会議マイク・プレート
④	会議ユニット
⑤	集音マイク
⑥	傍聴席スピーカー (ATT付)
⑦	閉会ブザー
⑧	予鈴ブザー
⑨	会議中表示灯
⑩	出退表示器
⑪	録音プレート
⑫	電話フロアコンセント


注記	
図中特記なき配管・配線は下記による	
(放送)	
—	AE0.9-3C (PF16)
(ブザー)	
—	AE1.2-3C (PF16)
—	AE1.2-3C (PF16)
(表示器)	
—	VVF2.0-2C (PF16)
—	VVF2.0-2C (PF16)
A	AE0.9-2C 2C2S (E19)
B	AE0.9-4C 2C2S (E19)
C	AE0.9-3P 2C2S (E19)
D	AE0.9-5P 2C2S (E25)
E	AE0.9-4C 2C2S~2 (E25)

【注 記】
※1：撤去図は参考とし現地状況において機器、配線等を撤去する。
※2：及び壁・床打ち込み配管は残置とする。

例				
記号	名	称	规格	要
	受	信	灯	25W 2x25W 白熱灯
①	感	知	器	2種 確知灯
②				1種
③				2種
④				1種
⑤	永	信	灯	25W 2x25W 白熱灯
⑥	表	示	灯	AC20V 2W
⑦	示	報	灯	DC24V 150mA
	練	合	器	2種
⑧	試	験	器	回路用
⑨	シヨトボツス			
⑩	五	五	下	
⑪	電	線		
⑫	電	管		1~5

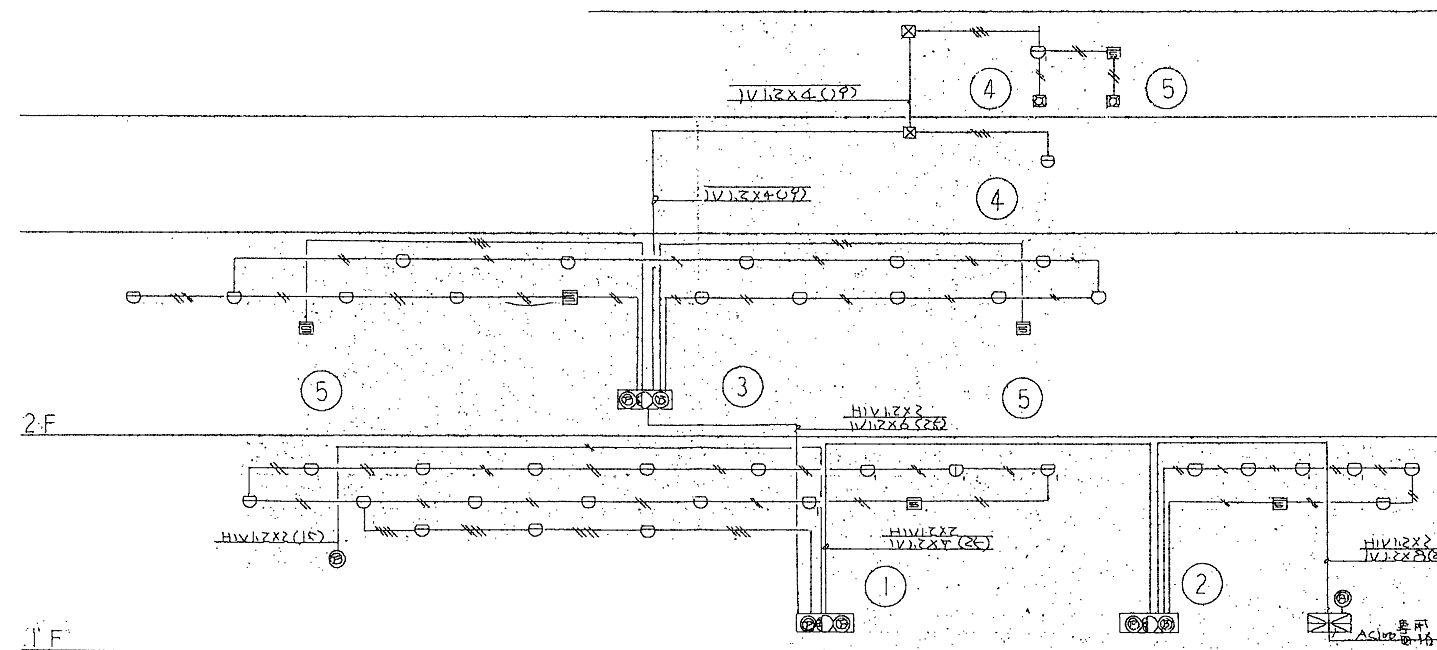


系統圖

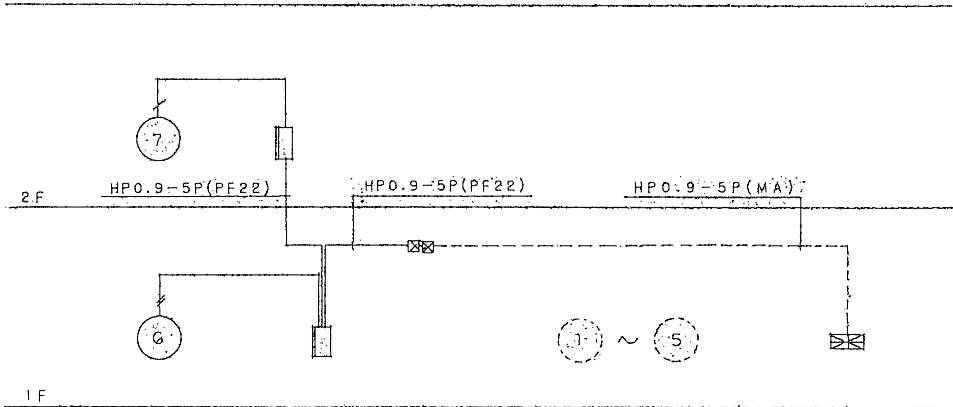

幹線系統図


凡 例		
記 号	名 称	備 考
	受 信 機	P型10回線、壁掛型（窓式）
	機 器 収 容 箱	埋込型 ①②③収容
	P 型 発 信 機	1級
	表 示 灯	AC24V
	火 災 警 報 ベ ル	DC24V φ150
	光 電 式 煙 感 知 器	2種、非蓄積型
	差 動 式 スポ ッ ト 型 感 知 器	2種
	配 管 配 線	露出
	配 管 配 線	天井いんべい
	ケ ー ブ ル 配 線	天井内ころがし
	警 戒 区 域 番 号	

（注記）
1：特記なき配線は下記に依る
（ケーブル配線の引き下げ、天井隠し部分及び防火区画等の貫通箇所は電線管（P.F管）にて保護をする）
——— AE0.9-2C(ころがし)
——— AE0.9-4C(ころがし)

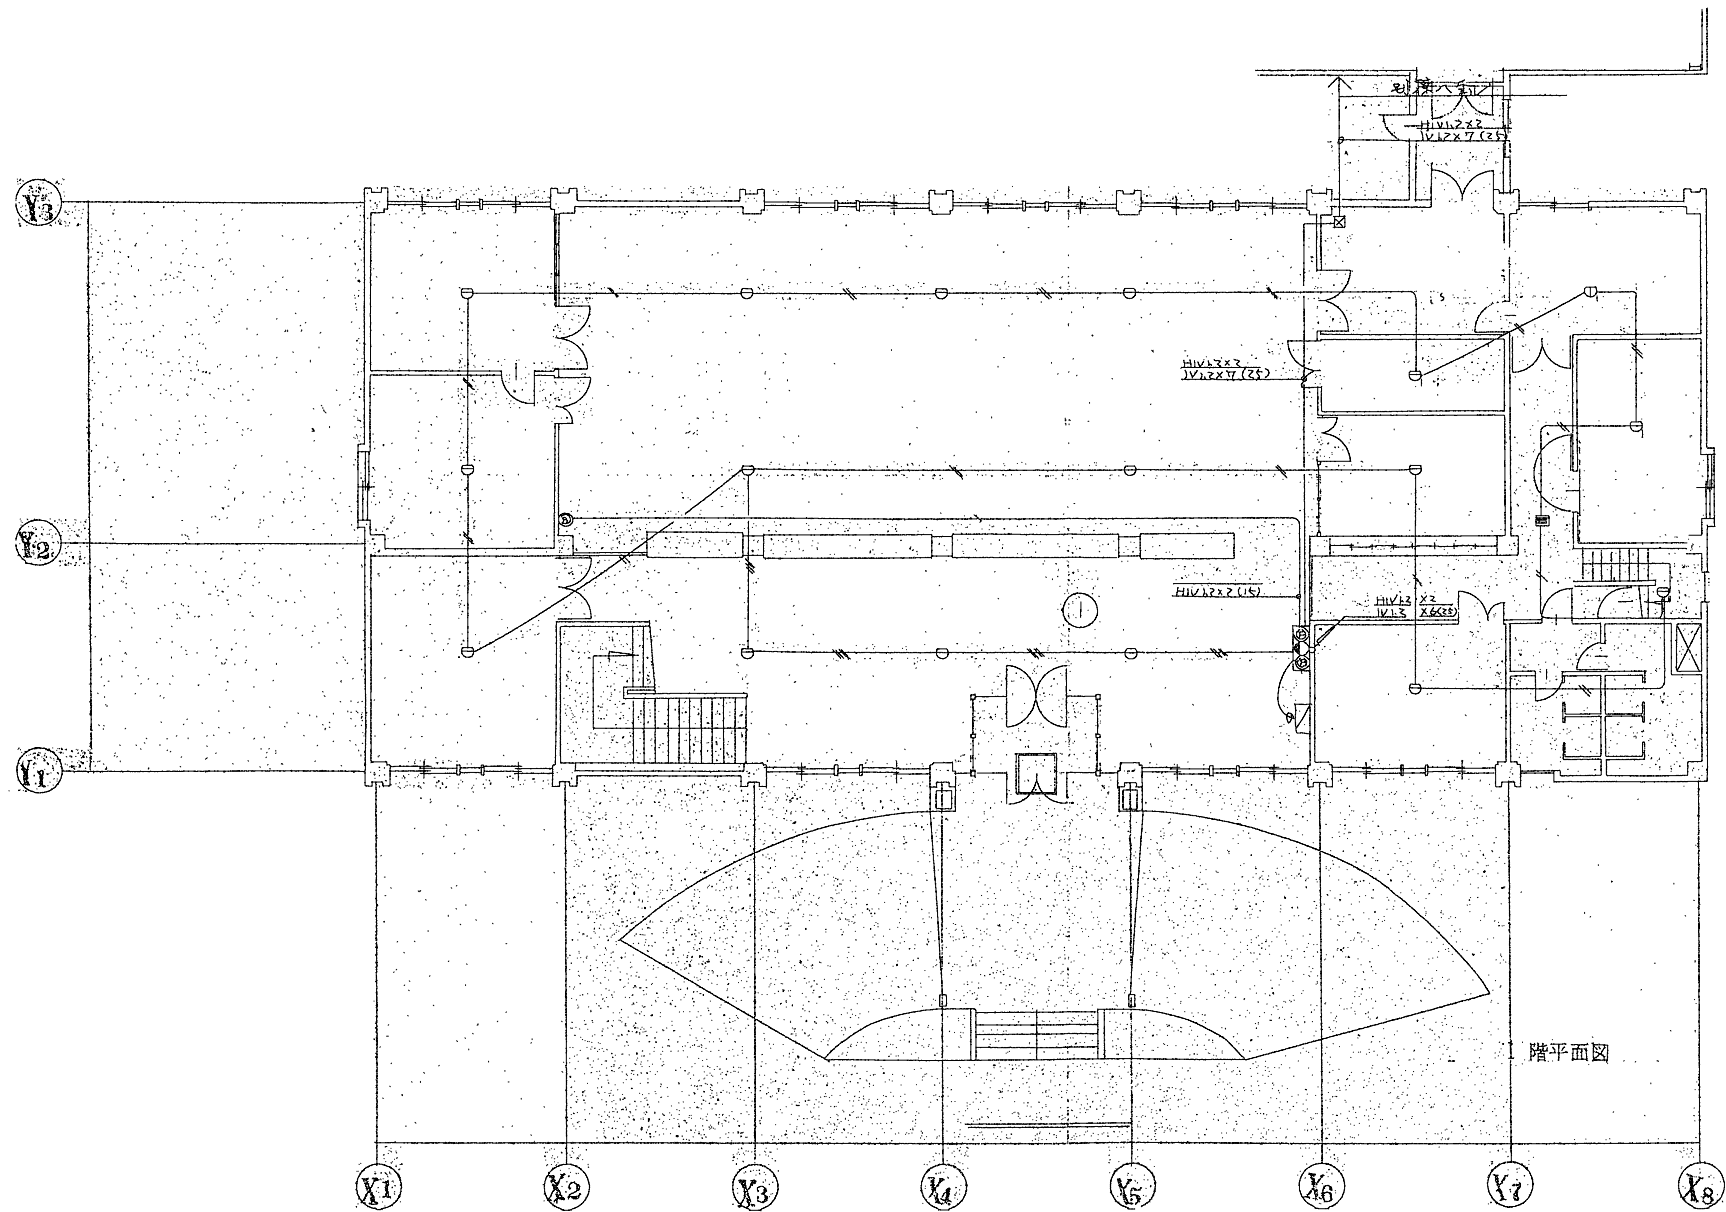


【注 記】
※1：撤去図は参考とし現地状況において機器、配線等を撤去する。
※2： 及び壁・床打ち込み配管は残置とする。

日付	設計	株式会社URリンケージ	株式会社YAP一級建築士事務所	設計段階	工事名	図面名称	縮尺	図面番号
2024.03.17	URリンケージ・YAP共同企業体	一級建築士事務所 東京都知事登録 第27596号 金森 稔 / 一級建築士 第290239号	一級建築士事務所 大阪府知事登録 (ロ) 第25730号 山口 陽登 / 一級建築士 第332642号	実施設計	赤井川村「ゼロカーボンビレッジAKAIGAWA」推進戦略実現に関する 設計等事業『太陽光発電・地中熱利用による役場庁舎等の エネルギー構造高度化システム詳細設計業務』のうち電気設備工事	自動火災報知設備 1階平面図(1) (撤去参考図)	A1:1/100 A3:1/200	(撤去) E-31

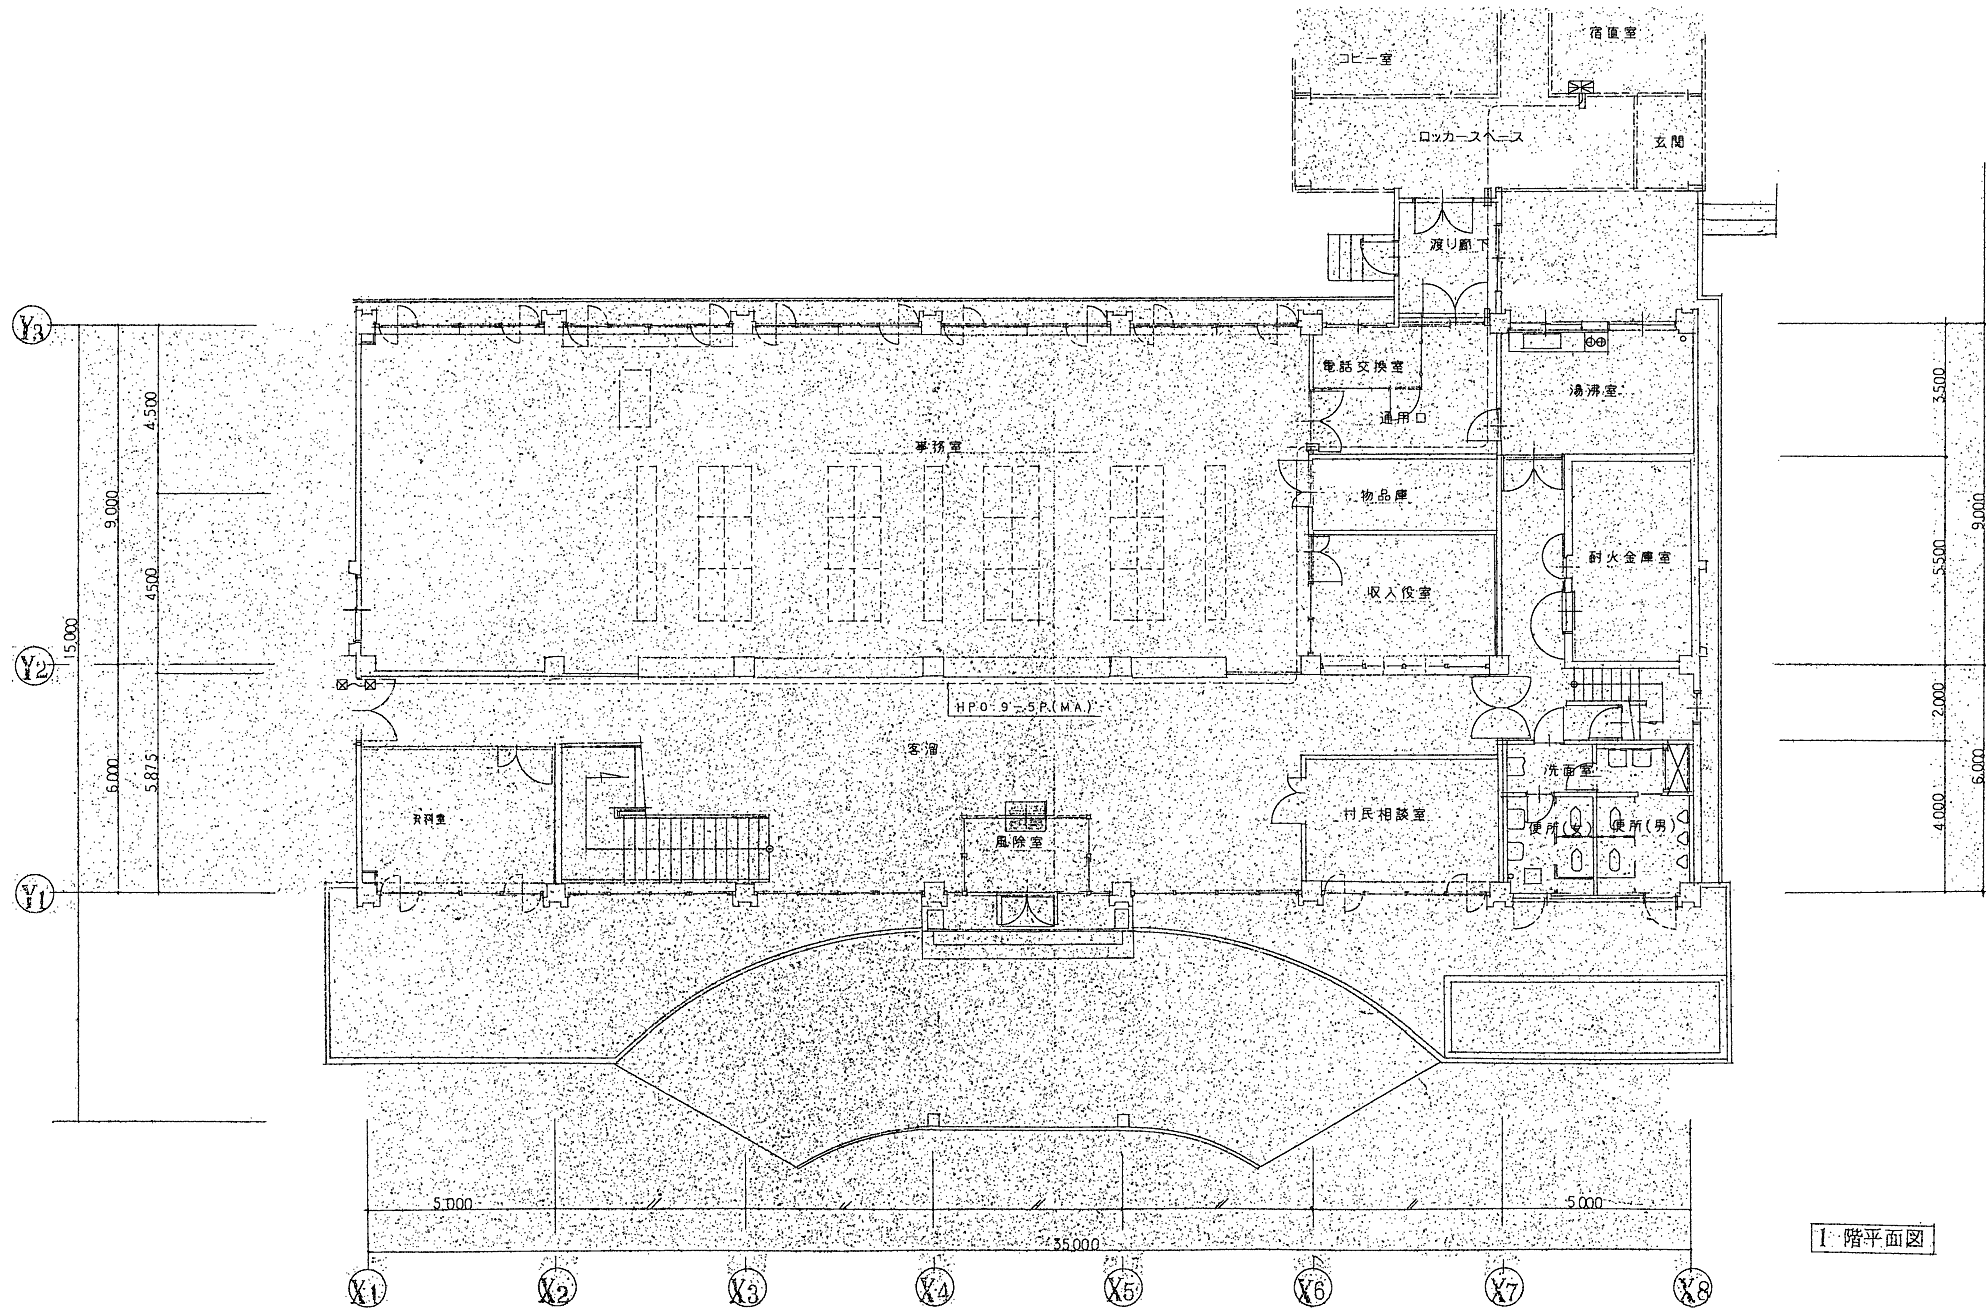


【注 記】
※1：撤去図は参考とし現地状況において機器、配線等を撤去する。
※2：及び壁・床打ち込み配管は残置とする。

日付	設計	株式会社URリンケージ	株式会社YAP一級建築士事務所	設計段階	工事名	図面名称	縮尺	図面番号
2024.03.17	URリンケージ・YAP共同企業体	一級建築士事務所 東京都知事登録 第27596号 金森 裕 / 一級建築士 第290239号	一級建築士事務所 大阪府知事登録 (ロ) 第25730号 山口 陽登 / 一級建築士 第332642号	実施設計	赤井川村「ゼロカーボンビレッジAKAIGAWA」推進戦略実現に関する 設計等事業『太陽光発電・地中熱利用による役場庁舎等の エネルギー構造高度化システム詳細設計業務』のうち電気設備工事	自動火災報知設備 1階平面図(2) (撤去参考図)	A1:1/100 A3:1/200	(撤去) E-32

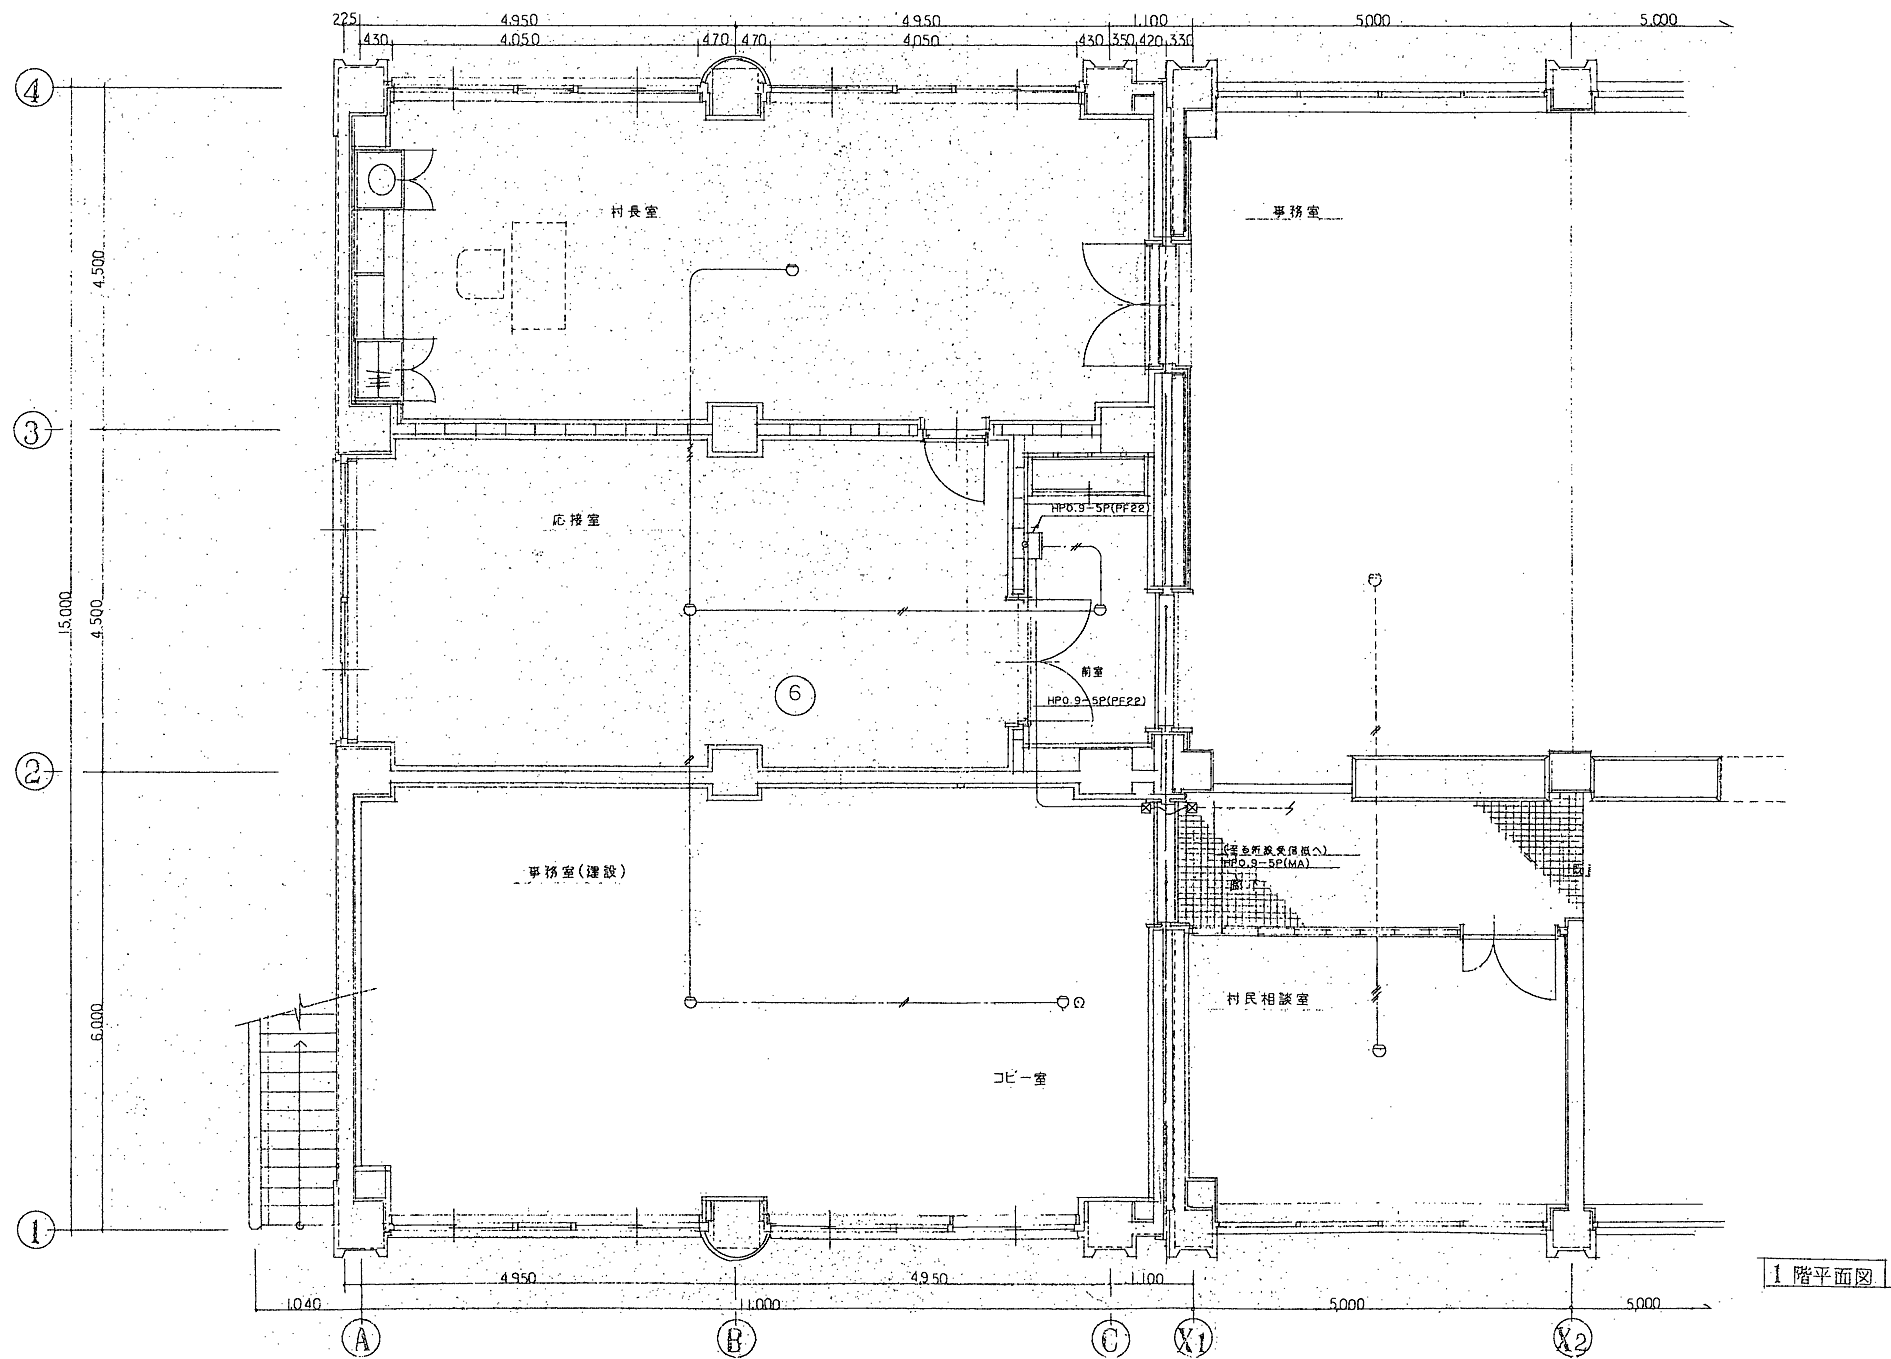


【注 記】
※1: 撤去図は参考とし現地状況において機器、配線等を撤去する。
※2:  及び壁・床打ち込み配管は残置とする。

日付	設計	株式会社URリンケージ	株式会社YAP一級建築士事務所	設計段階	工事名	図面名称	縮尺	図面番号
2024.03.17	URリンケージ・YAP共同企業体	一級建築士事務所 東京都知事登録 第27596号 金森 稔 / 一級建築士 第290239号	一級建築士事務所 大阪府知事登録 (ロ) 第25730号 山口 陽登 / 一級建築士 第332642号	実施設計	赤井川村「ゼロカーボンビレッジAKAIGAWA」推進戦略実現に関する 設計等事業『太陽光発電・地中熱利用による役場庁舎等の エネルギー構造高度化システム詳細設計業務』のうち電気設備工事	自動火災報知設備 1階平面図(3) (撤去参考図)	A1:1/50 A3:1/100	(撤去) E-33

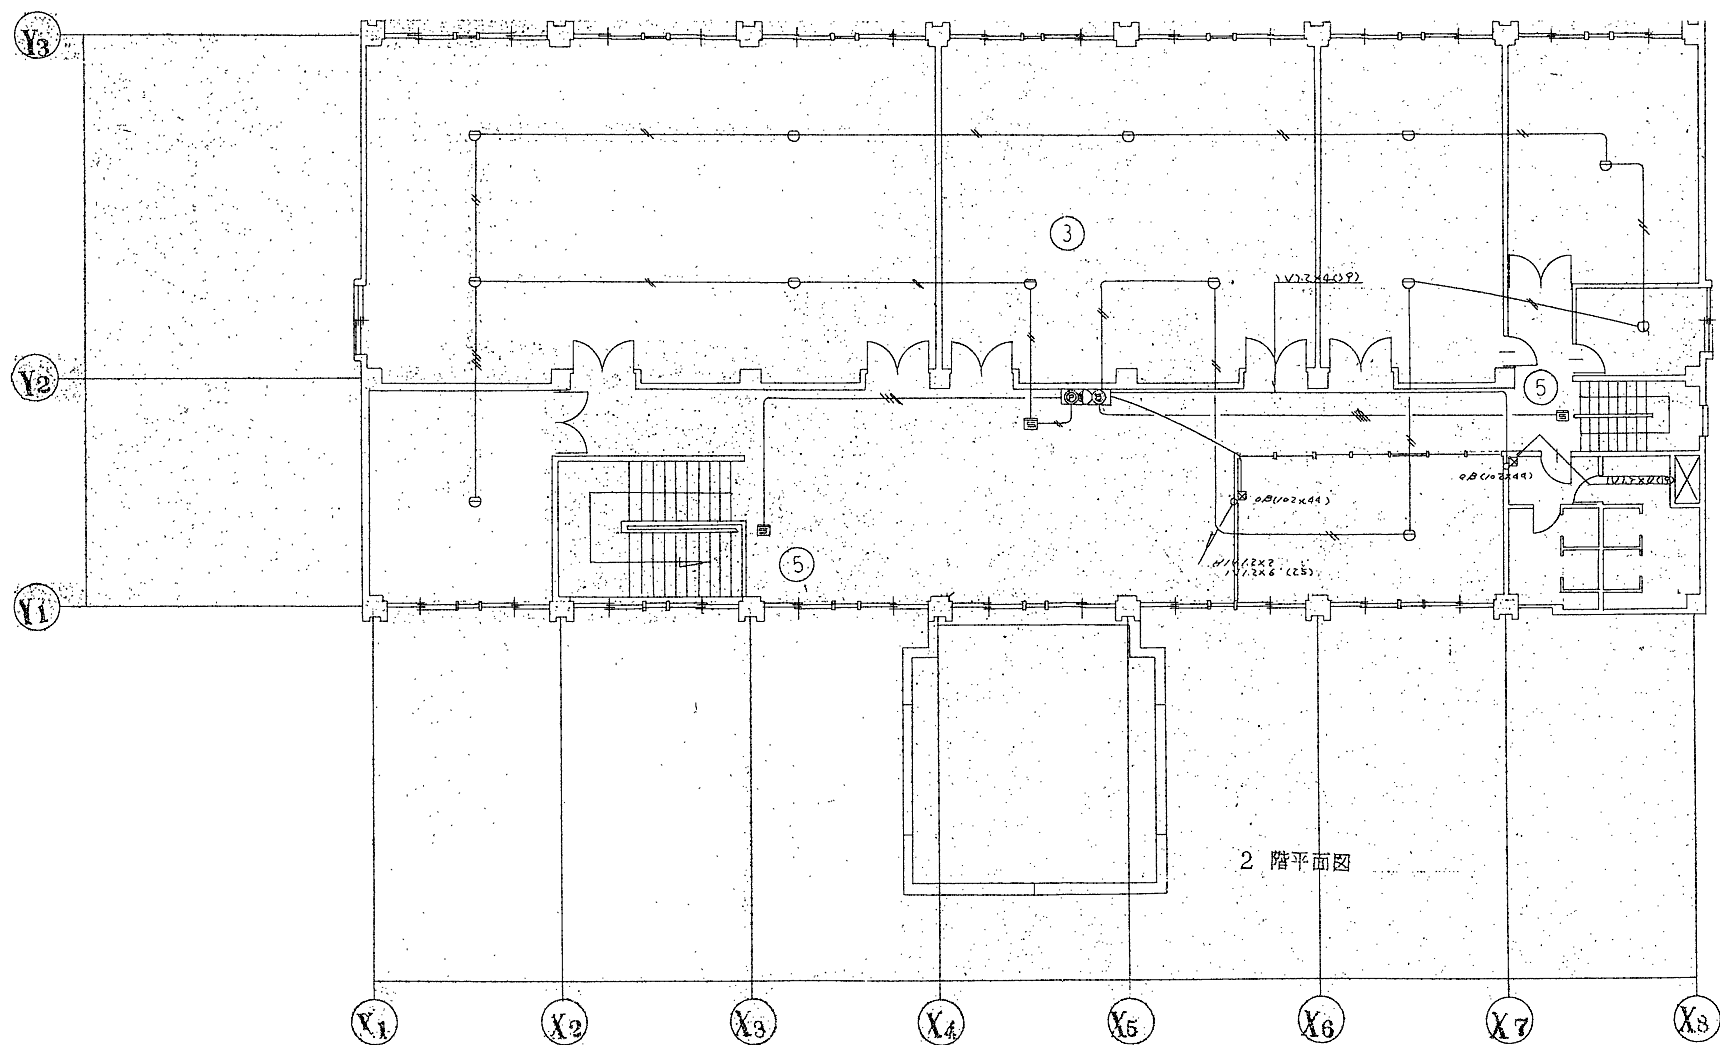

【注 記】
※1：撤去図は参考とし現地状況において機器、配線等を撤去する。
※2： 及び壁・床打ち込み配管は残置とする。


日付	設計	株式会社URリンケージ	株式会社YAP一級建築士事務所	設計段階	工事名	図面名称	縮尺	図面番号
2024.03.17	URリンケージ・YAP共同企業体	一級建築士事務所 東京都知事登録 第27596号 金森 裕 / 一級建築士 第290239号	一級建築士事務所 大阪府知事登録 (ロ) 第25730号 山口 陽登 / 一級建築士 第332642号	実施設計	赤井川村「ゼロカーボンビレッジAKAIGAWA」推進戦略実現に関する 設計等事業『太陽光発電・地中熱利用による役場庁舎等の エネルギー構造高度化システム詳細設計業務』のうち電気設備工事	自動火災報知設備 2階平面図(1) (撤去参考図)	A1:1/100 A3:1/200	(撤去) E-34

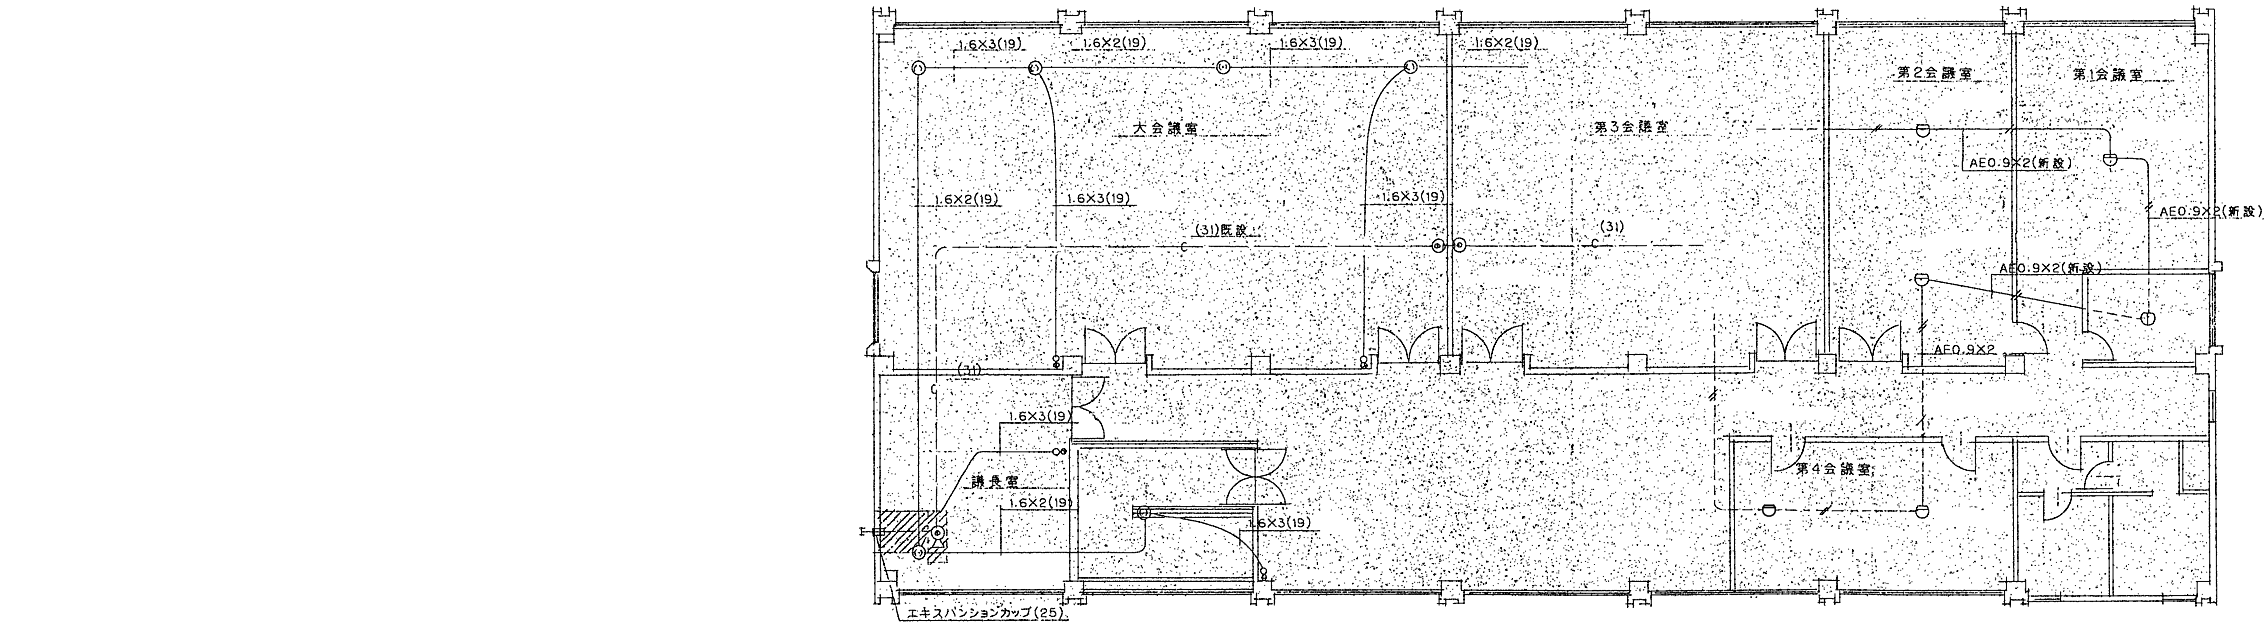

2階平面図

【注 記】
※1：撤去図は参考とし現地状況において機器、配線等を撤去する。
※2：及び壁・床打ち込み配管は残置とする。



日付	設計	株式会社URリンケージ	株式会社YAP一級建築士事務所	設計段階	工事名	図面名称	縮尺	図面番号
2024.03.17	URリンケージ・YAP共同企業体	一級建築士事務所 東京都知事登録 第27596号 金森 稔 / 一級建築士 第290239号	一級建築士事務所 大阪府知事登録 (ロ) 第25730号 山口 陽登 / 一級建築士 第332642号	実施設計	赤井川村「ゼロカーボンビレッジAKAIGAWA」推進戦略実現に関する 設計等事業『太陽光発電・地中熱利用による役場庁舎等の エネルギー構造高度化システム詳細設計業務』のうち電気設備工事	自動火災報知設備 2階平面図(2) (撤去参考図)	A1:1/100 A3:1/200	撤去) E-35

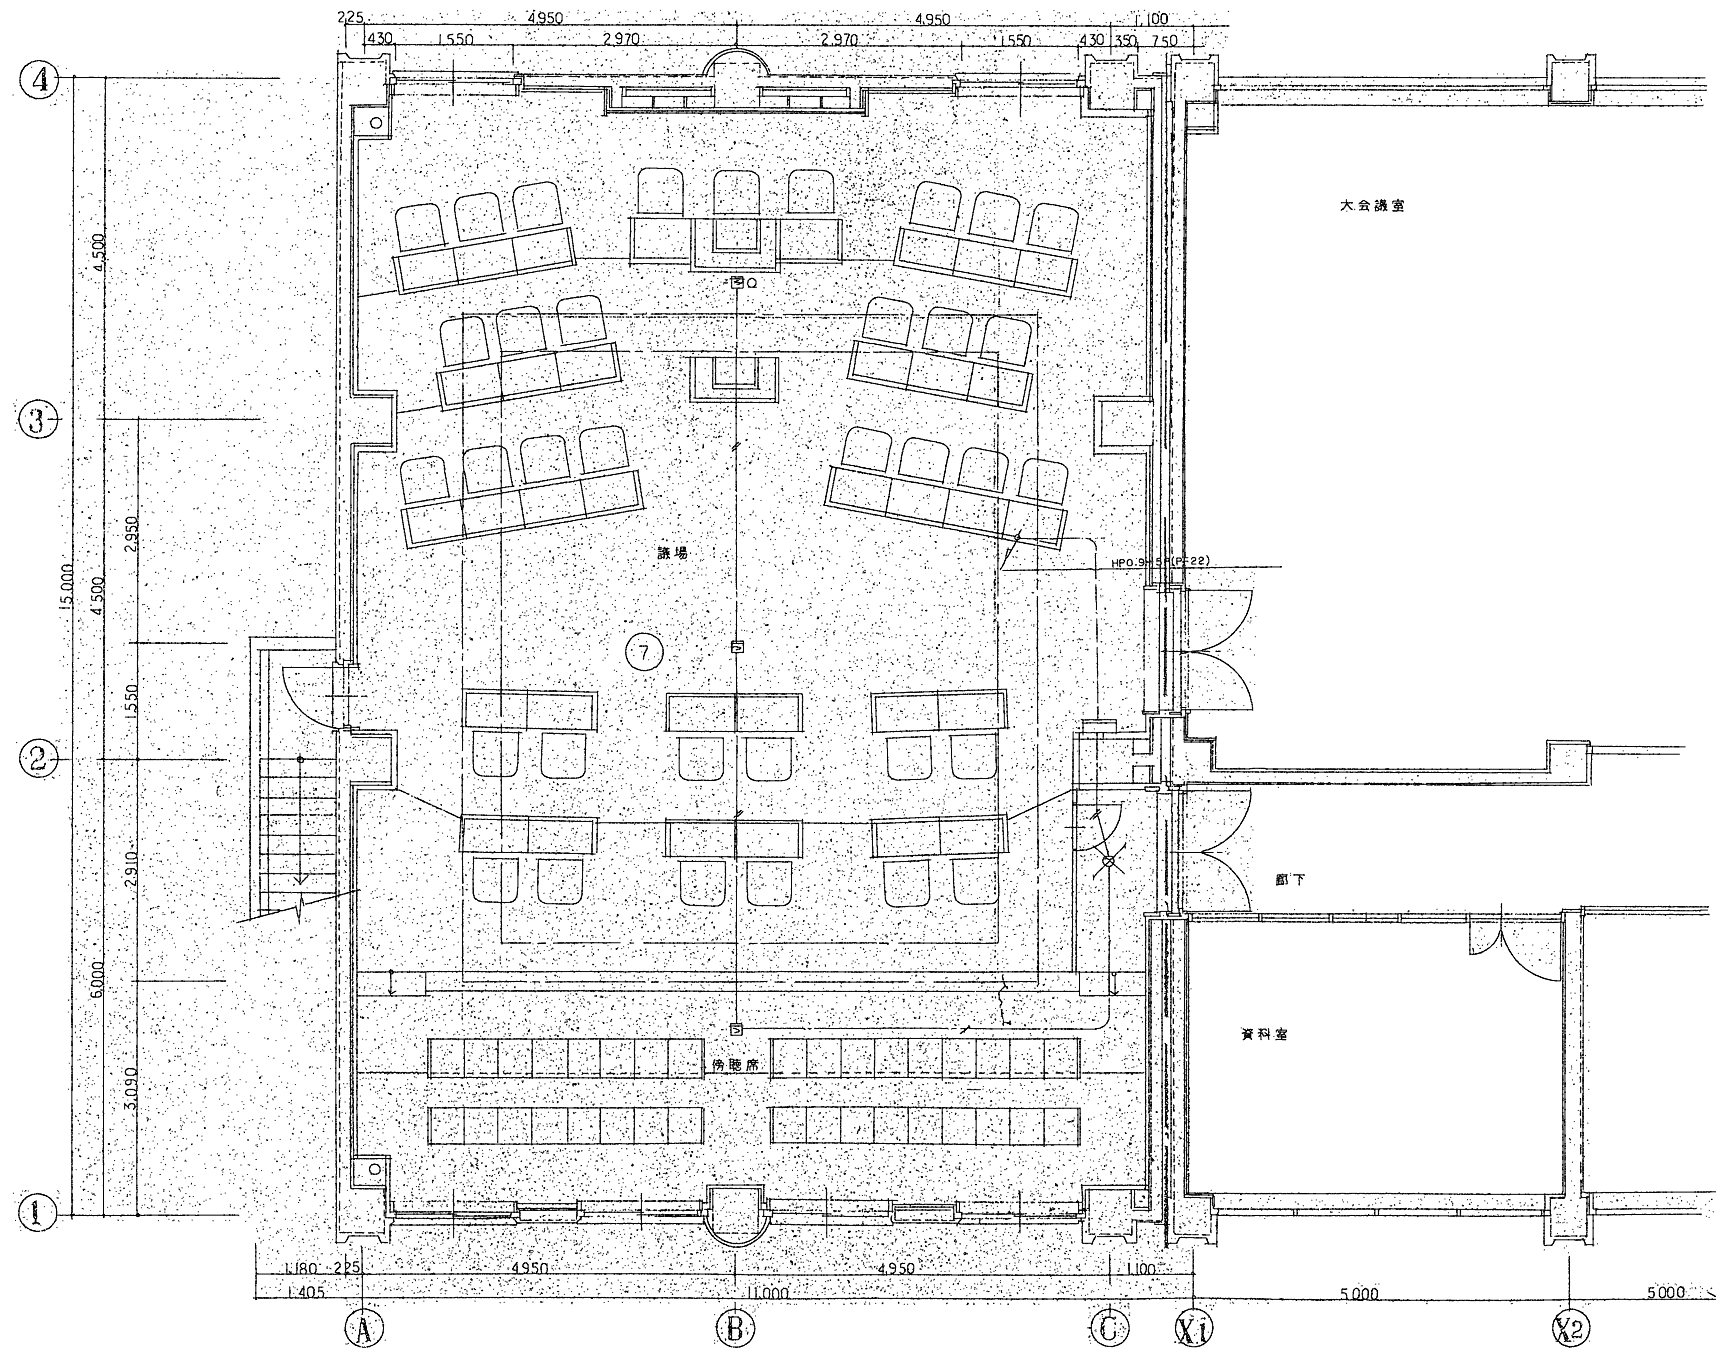

2階平面図


【注 記】
※1：撤去図は参考とし現地状況において機器、配線等を撤去する。
※2：及び壁・床打ち込み配管は残置とする。

日付	設計	株式会社URリンケージ	株式会社YAP一級建築士事務所	設計段階	工事名	図面名称	縮尺	図面番号
2024.03.17	URリンケージ・YAP共同企業体	一級建築士事務所 東京都知事登録 第27596号 金森 稔 / 一級建築士 第290239号	一級建築士事務所 大阪府知事登録 (□) 第25730号 山口 陽登 / 一級建築士 第332642号	実施設計	赤井川村「ゼロカーボンビレッジAKAIGAWA」推進戦略実現に関する設計等事業『太陽光発電・地中熱利用による役場庁舎等のエネルギー構造高度化システム詳細設計業務』のうち電気設備工事	自動火災報知設備 2階平面図(3) (撤去参考図)	A1:1/50 A3:1/100	(撤去) E-36

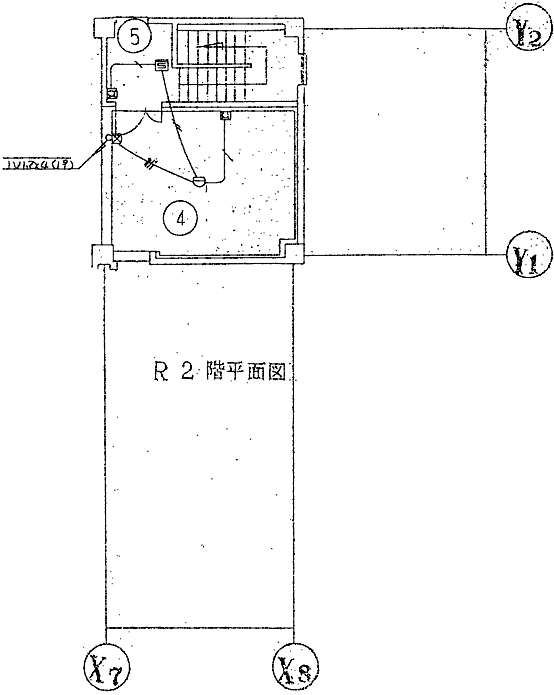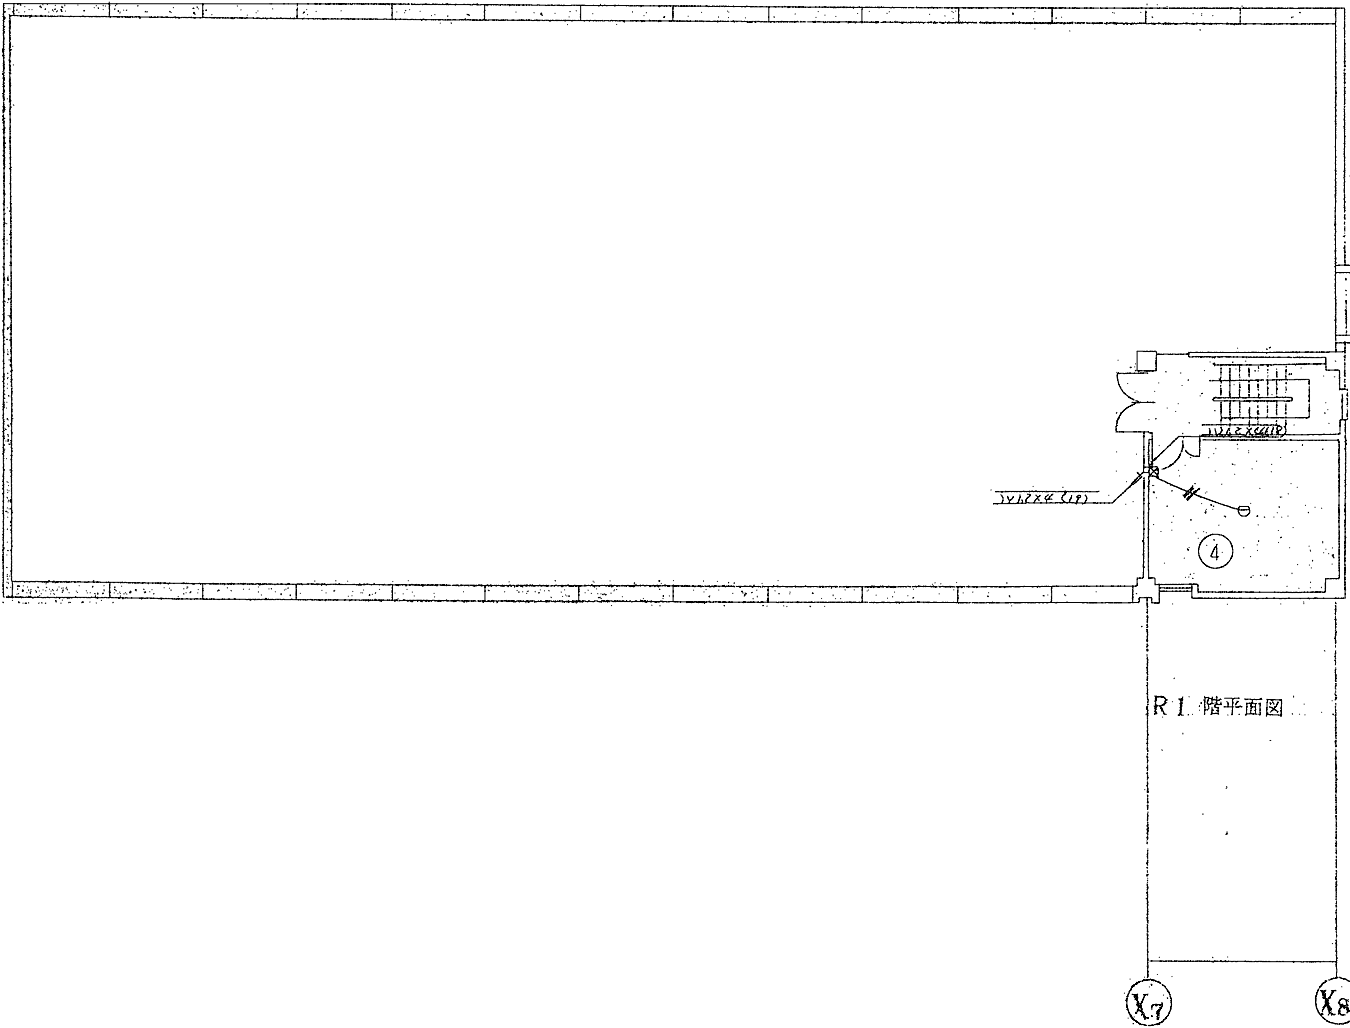

【注 記】
※1：撤去図は参考とし現地状況において機器、配線等を撤去する。
※2： 及び壁・床打ち込み配管は残置とする。

日付	設計	株式会社URリンケージ	株式会社YAP一級建築士事務所	設計段階	工事名	図面名称	縮尺	図面番号
2024.03.17	URリンケージ・YAP共同企業体	一級建築士事務所 東京都知事登録 第27596号 金森 稔 / 一級建築士 第290239号	一級建築士事務所 大阪府知事登録 (ロ) 第25730号 山口 陽登 / 一級建築士 第332642号	実施設計	赤井川村「ゼロカーボンビレッジAKAIGAWA」推進戦略実現に関する 設計等事業『太陽光発電・地中熱利用による役場庁舎等の エネルギー構造高度化システム詳細設計業務』のうち電気設備工事	自動火災報知設備 R階平面図 (撤去参考図)	A1:1/100 A3:1/200	撤去) E-37

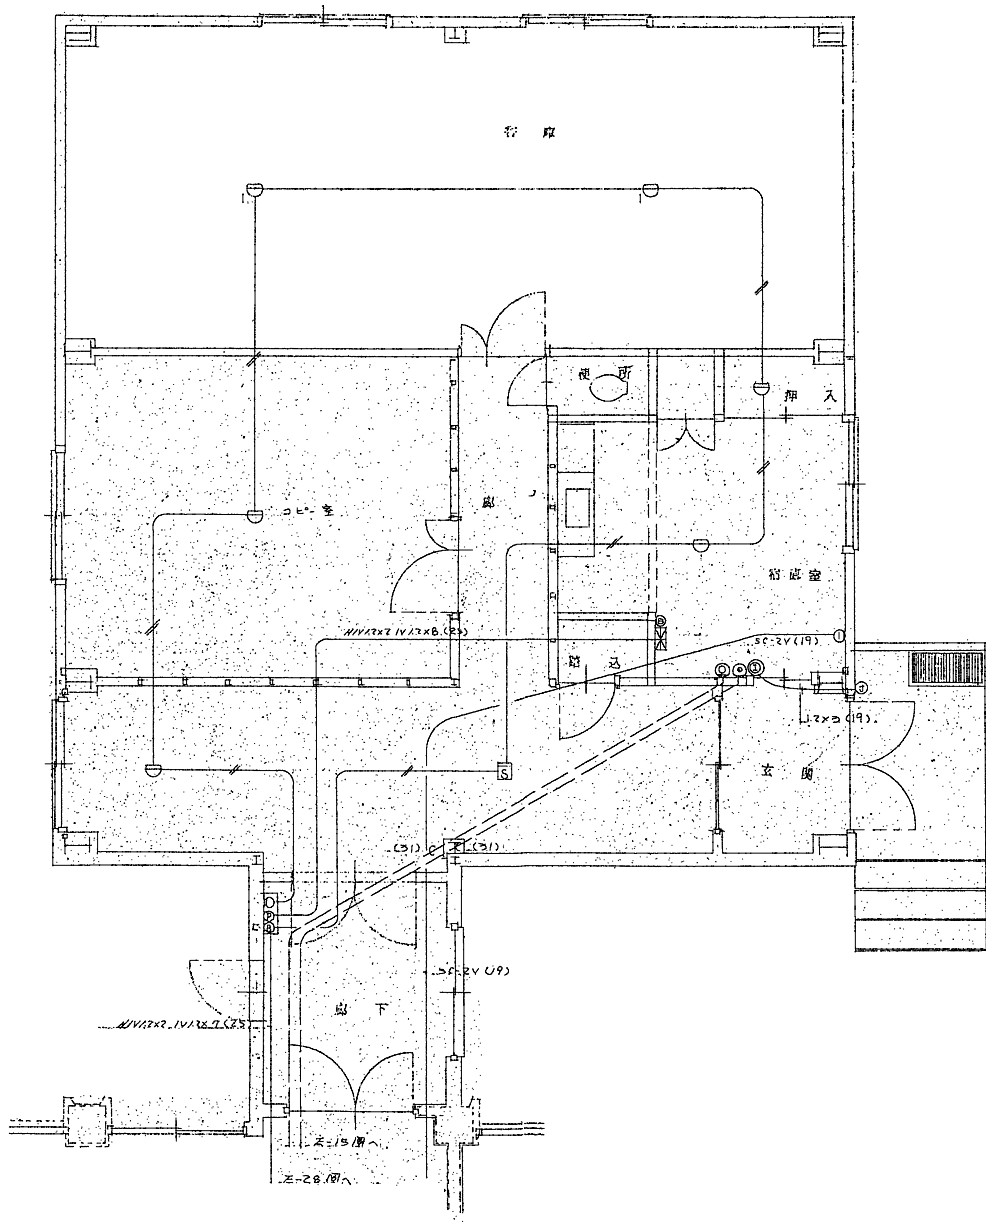

【注 記】
※1：撤去図は参考とし現地状況において機器、配線等を撤去する。
※2： 及び壁・床打ち込み配管は残置とする。

日付	設計	株式会社URリンケージ	株式会社YAP一級建築士事務所	設計段階	工事名	図面名称	縮尺	図面番号
2024.03.17	URリンケージ・YAP共同企業体	一級建築士事務所 東京都知事登録 第27596号 金森 裕 / 一級建築士 第290239号	一級建築士事務所 大阪府知事登録 (ロ) 第25730号 山口 陽登 / 一級建築士 第332642号	実施設計	赤井川村「ゼロカーボンビレッジAKAIGAWA」推進戦略実現に関する設計等事業『太陽光発電・地中熱利用による役場庁舎等のエネルギー構造高度化システム詳細設計業務』のうち電気設備工事	自動火災報知設備 別館平面図 (撤去参考図)	A1:1/50 A3:1/100	(撤去) E-38